

รายงานการวิเคราะห์ผลกระทบสิ่งแวดล้อม (EIA)

รายงานฉบับรวมเล่ม

โครงการ อาคารชุด (อยู่อาศัย) สูง 15 ชั้น

ถนนแจ้งวัฒนะ แขวงอนุสาวรีย์ เขตบางเขน กรุงเทพมหานคร



กรกฎาคม 2554

เจ้าของโครงการ : บริษัท รีเจนท์ กรีน เพาเวอร์ จำกัด



บริษัท ไท-ไท วิศวกร จำกัด


5/235 ถนนเทศบาลสงเคราะห์ แขวงลาดยาว เขตจตุจักร กรุงเทพมหานคร 10900 โทรศัพท์ : 0-2196-2140-3 โทรสาร : 0-2196-2144

รายงานการวิเคราะห์ผลกระทบสิ่งแวดล้อม

ชื่อโครงการ	โครงการ อาคารชุด (อยู่อาศัย) สูง 15 ชั้น
ที่ตั้งโครงการ	ถนนแจ้งวัฒนะ แขวงอนุสาวรีย์ เขตบางเขน กรุงเทพมหานคร
ชื่อเจ้าของโครงการ	บริษัท รีเจนท์ กรีน เพาเวอร์ จำกัด
ที่อยู่เจ้าของโครงการ	เลขที่ 700/8 ถนนซอยประดิษฐ์ ถนนศรีนครินทร์ แขวงสวนหลวง เขตสวนหลวง กรุงเทพมหานคร
การมอบอำนาจ	☒ เจ้าของโครงการได้มอบอำนาจให้บริษัท ไทย-ไท วิศวกร จำกัด เป็นผู้ดำเนินการเสนอรายงาน ดัชนีหนังสือมอบอำนาจที่แนบ ☐ เจ้าของโครงการมิได้มีการมอบอำนาจแต่อย่างใด

จัดทำโดย

บริษัท ไทย-ไท วิศวกร จำกัด

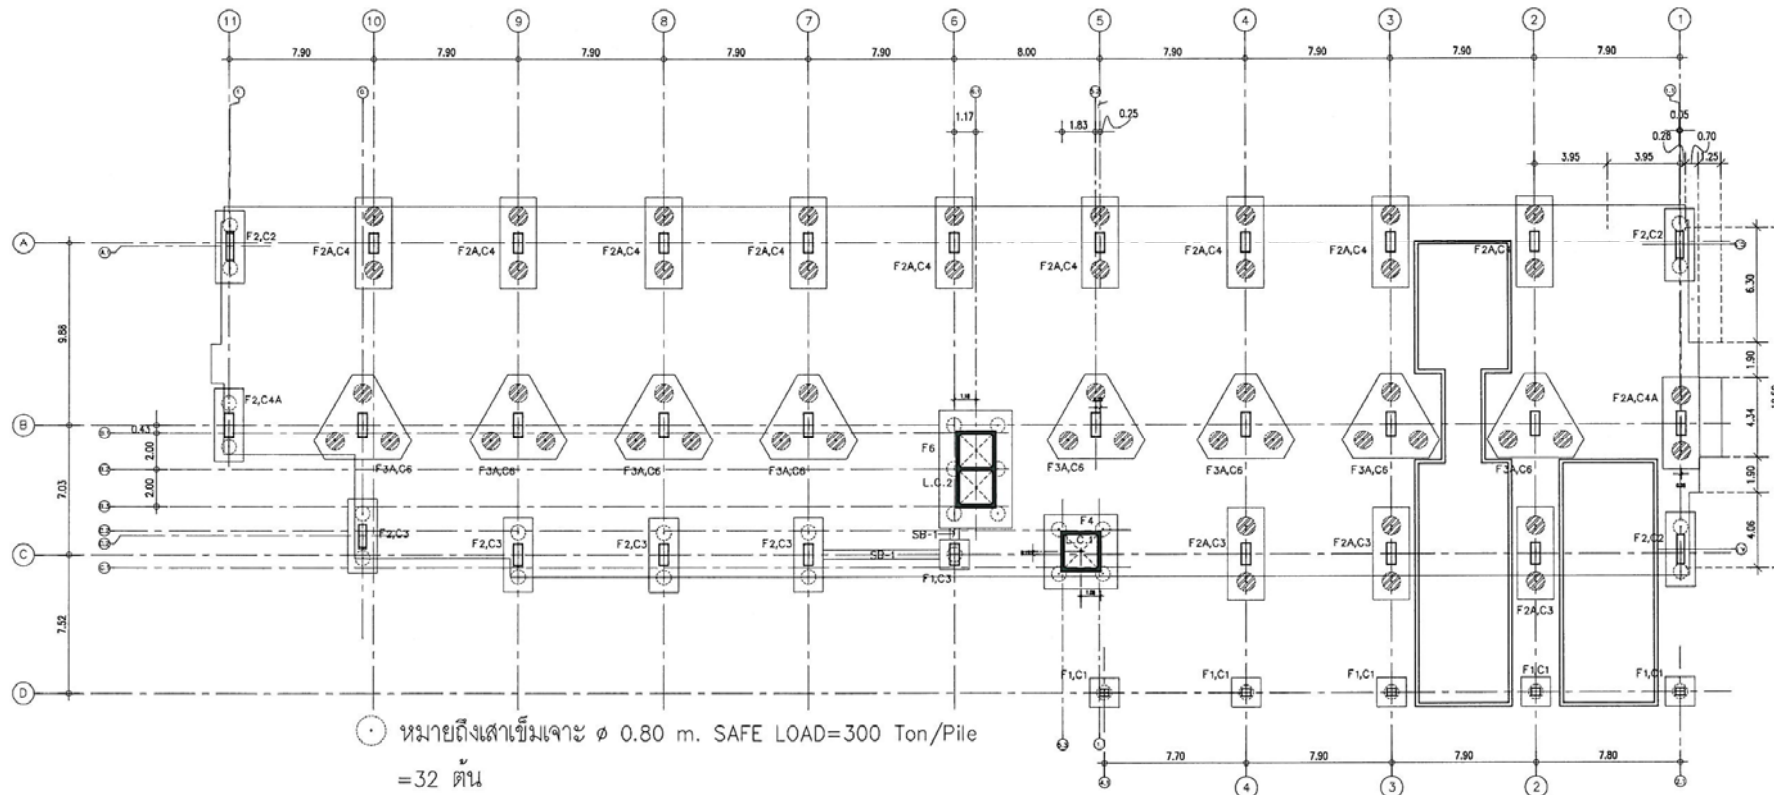

ความยาวเสาเข็ม = 44 เมตร



NOTE :
ALL DESIGNS & DRAWINGS ARE THE PROPERTY OF
REGENT GREEN POWER AND CANNOT BE USED WITHOUT
THEIR WRITTEN PERMISSION

REGENT GREEN POWER CO.,LTD

บริษัท รีเจนท์ กรีน เพาเวอร์ จำกัด
700/18 ถนน ศรีนครินทร์ ซอย ประจักษ์
แขวงสวนหลวง เขตสวนหลวง
กรุงเทพมหานคร 10250
Tel : 0-2552-8189-90

PROJECT :

อาคารชุด (อยู่อาศัย) สูง 15 ชั้น

LOCATION :

ถ.แจ้งวัฒนะ บางเขน กทม.

OWNER :

บริษัท รีเจนท์ กรีน เพาเวอร์ จำกัด

PROJECT ARCHITECTS :

นาย กัมปนาท พัฒนกิจเรืองชัย ส-สค.1915
27/46 แขวงคลองจั่น เขตคลองจั่น กรุงเทพมหานคร

STRUCTURAL ENGINEERS INSPECTOR :

นาย ทวีระ สรรพกิจ 28.1386
155/20 ม.หนองปรือ อ.บางละมุง จ.ชลบุรี

STRUCTURAL ENGINEERS :

นาย ภิรมย์ อ่อนน้อม สค.8202
164/3 ม.14 ต.โนนสูง อ.เมือง จ.บุรีรัมย์

ELECTRICAL ENGINEERS :

นาย สุเนตร จงกาท สค.2548
222/816 ม.3 ต.ปิ่นเกล้า อ.บางกอกใหญ่ กรุงเทพมหานคร

SANITARY ENGINEERS :

นาย วิชาญ หนูเอียด


REVISION			
NO.	DATE	DESCRIPTION	BY

DRAWING TITLE :


แปลนฐานราก

DRAWN : ธีรพันธ์ บุญชู	SCALE: 1:200
CHECKED :	DATE: 00-00-00
JOB NO. :	DWG NO. A-
FILE NO. :	TOTAL:

รูปที่ 2.6.1-1 แบบแปลนแสดงตำแหน่งเสาเข็มเจาะอาคาร โครงการ

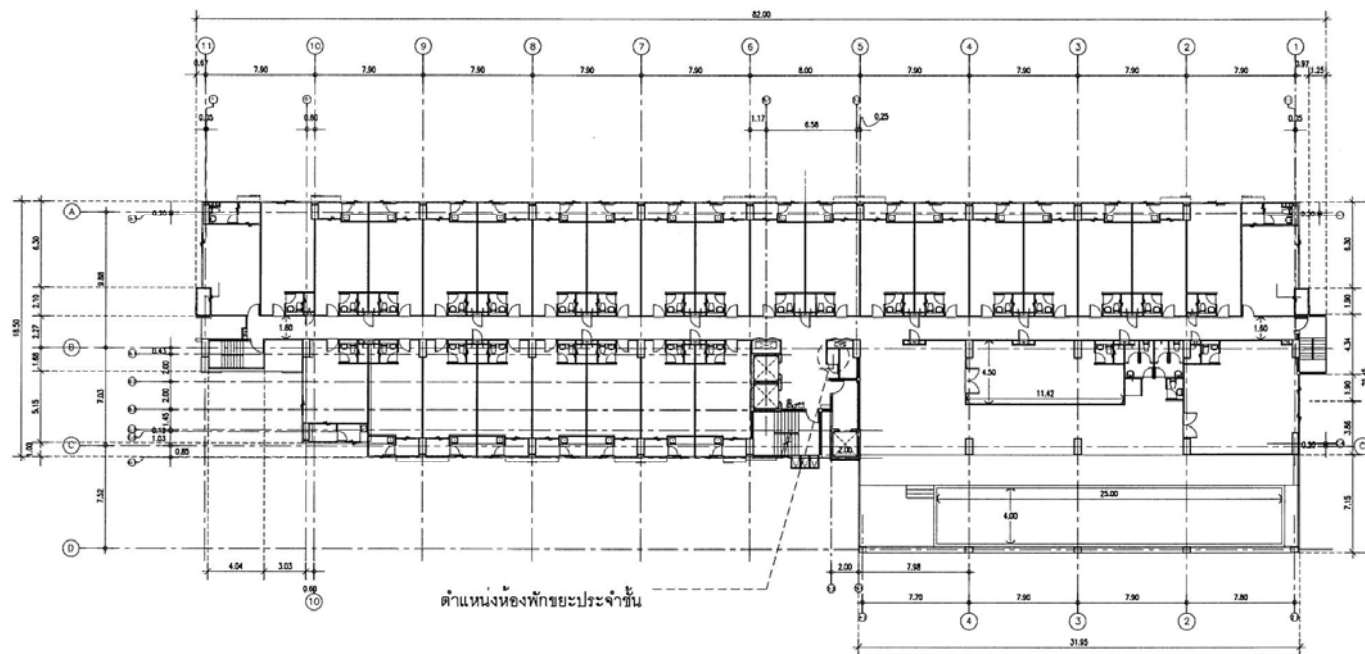

ตำแหน่งห้องพักขยะประจำชั้น 3
11200

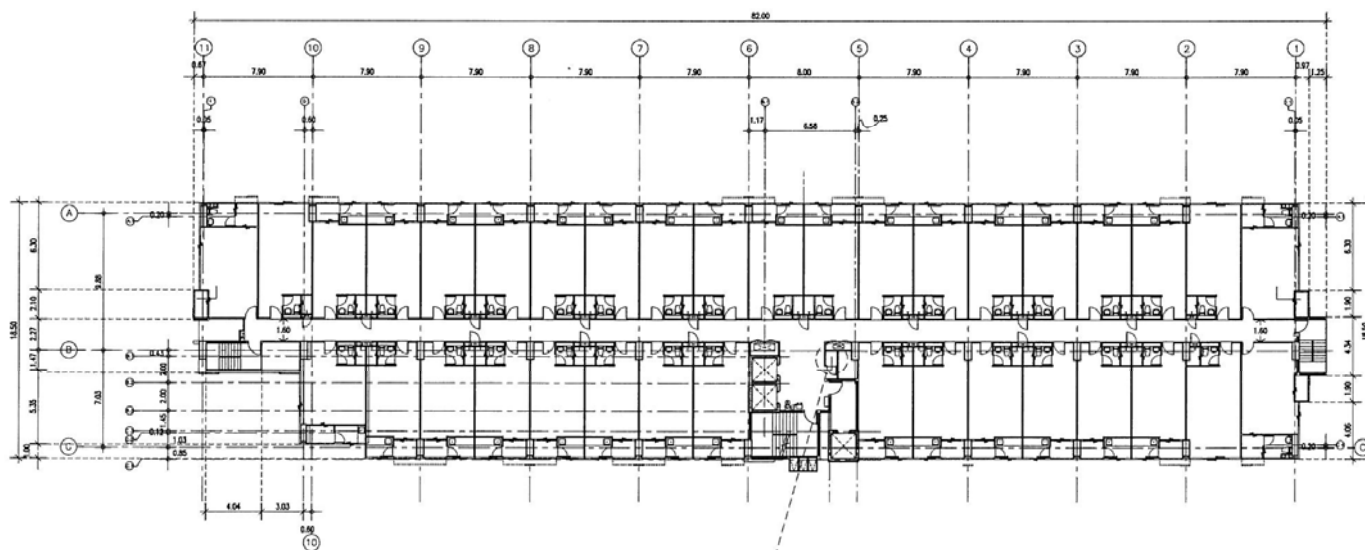

ตำแหน่งห้องพักขยะประจำชั้น

รูปที่ 2.7.4-1 ตัวอย่างตำแหน่งห้องพักมูลฝอยประจำชั้นของโครงการ

ตำแหน่งห้องพักขยะประจำชั้น 4-14
11200

NOTE :
ALL DESIGNS & DRAWINGS ARE THE PROPERTY OF
REGENT GREEN POWER AND CANNOT BE USED WITHOUT
THEIR WRITTEN PERMISSION.

REGENT GREEN POWER CO.,LTD

บริษัท รีเจนท์ กรีน เพาเวอร์ จำกัด
700/18 ถนน ศรีนครินทร์ ซอย ประจักษ์
แขวงสวนหลวง เขตสวนหลวง
กรุงเทพมหานคร 10250
Tel : 0-2552-8189-90

PROJECT :

อาคารชุด(อยู่อาศัย)สูง 15 ชั้น

LOCATION :

ฉะเชิงเทรา บางเขน กทม

OWNER :

บริษัท รีเจนท์ กรีน เพาเวอร์ จำกัด

PROJECT ARCHITECTS :

นาย ปิยะ สุวรรณมงคล ส-สธ.1772

STRUCTURAL ENGINEERS INSPECTOR :

นาย ทิระ สรรพกิจ 251386
155/20 ค.หนองปรือ ต.บางละมุง จ.ชลบุรี

STRUCTURAL ENGINEERS :

นาย ภิรมย์ อ่อนละมุล สธ.8202
164/3 ม.14 ต.โนนสูง อ.เมือง จ.อุดรธานี

ELECTRICAL ENGINEERS :

นาย ชูเนตร ฉงเทพ สทศ.2548
222/616 ม.3 ต.สิรินธร อ.บางบัวทอง จ.นนทบุรี

SANITARY ENGINEERS :


นาย วิมล วิเศษชัย สทศ.2408

REVISION			
NO.	DATE	DESCRIPTION	BY


DRAWING TITLE :

ผังบริเวณและแผนที่สังเขป


DRAWN : ธิกรพันธ์ บุญอยู่	SCALE: 1:200
CHECKED :	DATE: 00-00-00
JOB NO. : 3	DWG NO. A-03
FILE NO. :	TOTAL 84

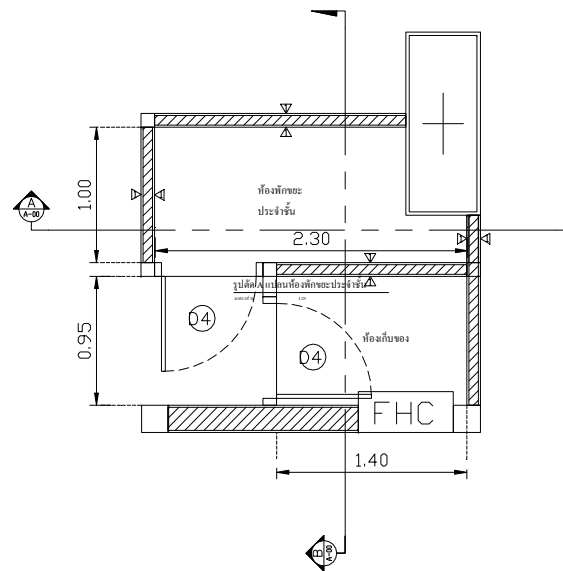

แปลนพื้นห้องพักรับแขก
มาตราส่วน 1:25

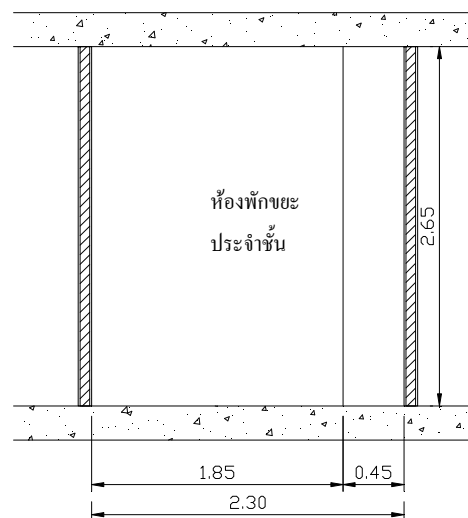

รูปตัด A แปลนห้องพักแขกประจำชั้น
มาตราส่วน 1:25

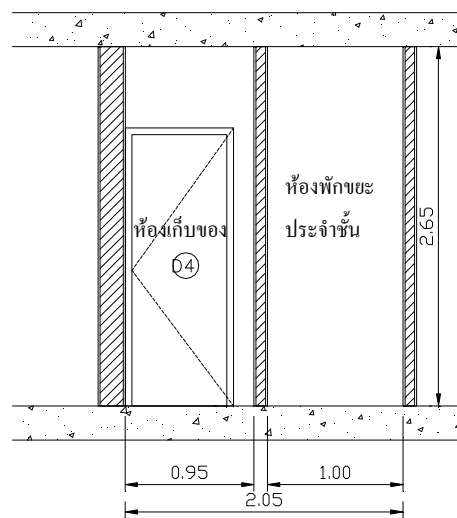

รูปตัด B แปลนห้องพักแขกประจำชั้น
มาตราส่วน 1:25

รูปที่ 2.7.4-2 แบบแปลน และรูปตัดห้องพักรับแขกประจำชั้น และห้องพักรับแขกรวม

NOTE :
ALL DESIGNS & DRAWINGS ARE THE PROPERTY OF
REGENT GREEN POWER AND CANNOT BE USED WITHOUT
THEIR WRITTEN PERMISSION.

REGENT GREEN POWER CO.,LTD
บริษัท รีเจนท์ กรีน เพาเวอร์ จำกัด
700/18 ถนน ศรีนครินทร์ ซอย ประชิด
แขวงสวนหลวง เขตสวนหลวง
กรุงเทพมหานคร 10250
Tel : 0-2552-8189-90

PROJECT :
อาคารชุด (อยู่อาศัย) สูง 15 ชั้น

LOCATION :
ด.แจ้งวัฒนะ บางเขน กทม.

OWNER :
บริษัท รีเจนท์ กรีน เพาเวอร์ จำกัด

PROJECT ARCHITECTS :
นาย ปิยะ สุวรรณมงคล ส-สธ.1772
-

STRUCTURAL ENGINEERS INSPECTOR :
นาย ทิระ สรรพกิจ 251386
155/20 ค.หนองปรือ อ.บางละมุง จ.ชลบุรี

STRUCTURAL ENGINEERS :
นาย ภิรมย์ อ่อนละมุล สธ.8202
164/3 ม.14 ค.โนนสูง อ.เมือง จ.อุดรธานี


ELECTRICAL ENGINEERS :
นาย ชูเนตร ฉันทเทพ สทศ.2548
222/616 ม.3 ค.พิษณุราช อ.บางบัวทอง จ.นนทบุรี

SANITARY ENGINEERS :
นาย วรณัฐ วิสเสภัย สทศ.2408
-

REVISION			
NO.	DATE	DESCRIPTION	BY

DRAWING TITLE :
ผังบริเวณและแผนที่สิ่งปลูก

DRAWN : จักรพันธ์ บุญชู	SCALE: 1:200
CHECKED :	DATE: 00-00-00
JOB NO. : 3	DWG NO. : A-03
FILE NO. :	TOTAL : 84

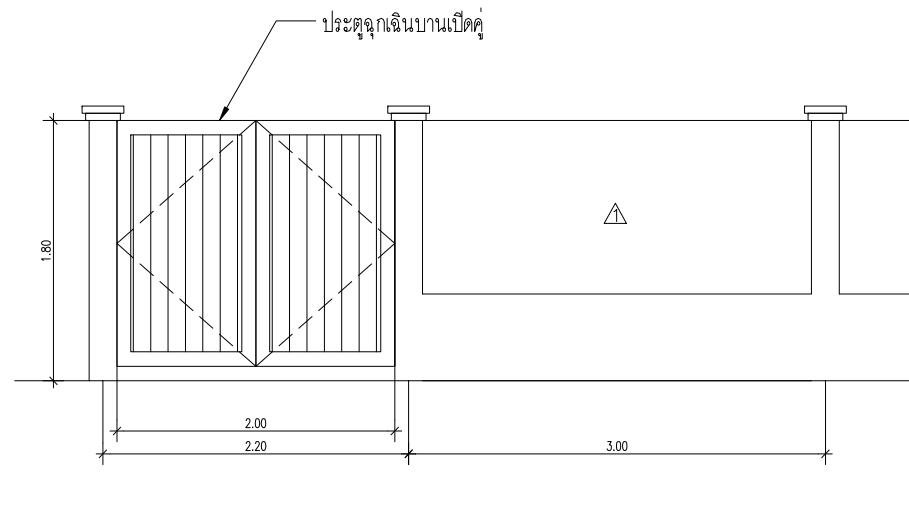

ขยายประตูฉุกเฉินบริเวณจุดรวมพล
SCALE 1:25

รูปที่ 2.7.6-5 แบบขยาย และรูปตัดประตูฉุกเฉิน

NOTE :
ALL DESIGNS & DRAWINGS ARE THE PROPERTY OF
REGENT GREEN POWER AND CANNOT BE USED WITHOUT
THEIR WRITTEN PERMISSION

REGENT GREEN POWER CO.,LTD
บริษัท รีเจนท์ กรีน เพาเวอร์ จำกัด
700/18 ถนน ศรีนครินทร์ ซอย ประจักษ์
แขวงสวนหลวง เขตสวนหลวง
กรุงเทพมหานคร 10250
Tel : 0-2552-8189-90

PROJECT :
อาคารชุด(อยู่อาศัย)สูง 15 ชั้น

LOCATION :
ถ.แจ้งวัฒนะ บางเขน กทม.

OWNER :
บริษัท รีเจนท์ กรีน เพาเวอร์ จำกัด

PROJECT ARCHITECTS :
นาย ปิยะ สุวรรณมงคล ๕-๕๑.1772
-

STRUCTURAL ENGINEERS INSPECTOR :
นาย ทิระ สุวรรณกิจ ๖๑.1386
155/20 ค.หนองปรือ อ.บางละมุง จ.ชลบุรี

STRUCTURAL ENGINEERS :
นาย ภิรมย์ อ่อนละมุล ๕๑.8202
164/3 ม.14 ต.โนนสูง อ.เมือง จ.อุดรธานี

ELECTRICAL ENGINEERS :
นาย สุเนตร จงเทพ ๕๑.๒548
222/616 ม.3 ต.สีมราช อ.บางบัวทอง จ.นนทบุรี

SANITARY ENGINEERS :
นาย วัลลภ วิสเทัญ ๕๑.2408
-

REVISION			
NO.	DATE	DESCRIPTION	BY

DRAWING TITLE :
ขยายประตูฉุกเฉินบริเวณจุดรวมพล

DRAWN : ภัทรินทร์ บุญชู		SCALE: 1:25	
CHECKED :		DATE: 00-00-00	
JOB NO. :	-	DWG NO.	A-
FILE NO. :	-	TOTAL	-

บริษัท รีเจนท์ กรีน เพาเวอร์ จำกัด
700/18 ถนน ศรีนครินทร์ ซอย ประจักษ์
แขวงสวนหลวง เขตสวนหลวง
กรุงเทพมหานคร 10250
Tel : 0-2552-8189-90

อาคารชุด(อยู่อาศัย)สูง 15 ชั้น

ณ.แจ้งวัฒนะ บางเขน กทม.

บริษัท รีเจนท์ กรีน เพาเวอร์ จำกัด

นาย ปิยะ สุวรรณมงคล ๘-๘๑๑๗๗๒

นาย พิระ ธรรมกิจ	26.1386
155/20 ถนนองปรีธ อ.บางละมุง จ.ชลบุรี	

นาย ภิรมย์ อ่อนละมุล สข8202
164/3 หมู่ 4 ต.โนนสูง อ.เมือง จ.อุดรธานี

นาย สุเนตร จงเทพ สังกัด 2548
222/616 ม.3 ค.พินธราข อ.บางบัวทอง จ.นนทบุรี


นาย วัลลภ วิเศษอยู่	ต.ก.2408
---------------------	----------

[illegible]

แปดพันห้าร้อยห้า

FILE NO. :	TOTAL	
------------	-------	--

รูปที่ 2.7.6-6 พื้นที่หนีไฟทางอากาศและการเข้าถึงชั้นคดฟ้าของอาคาร โครงการ

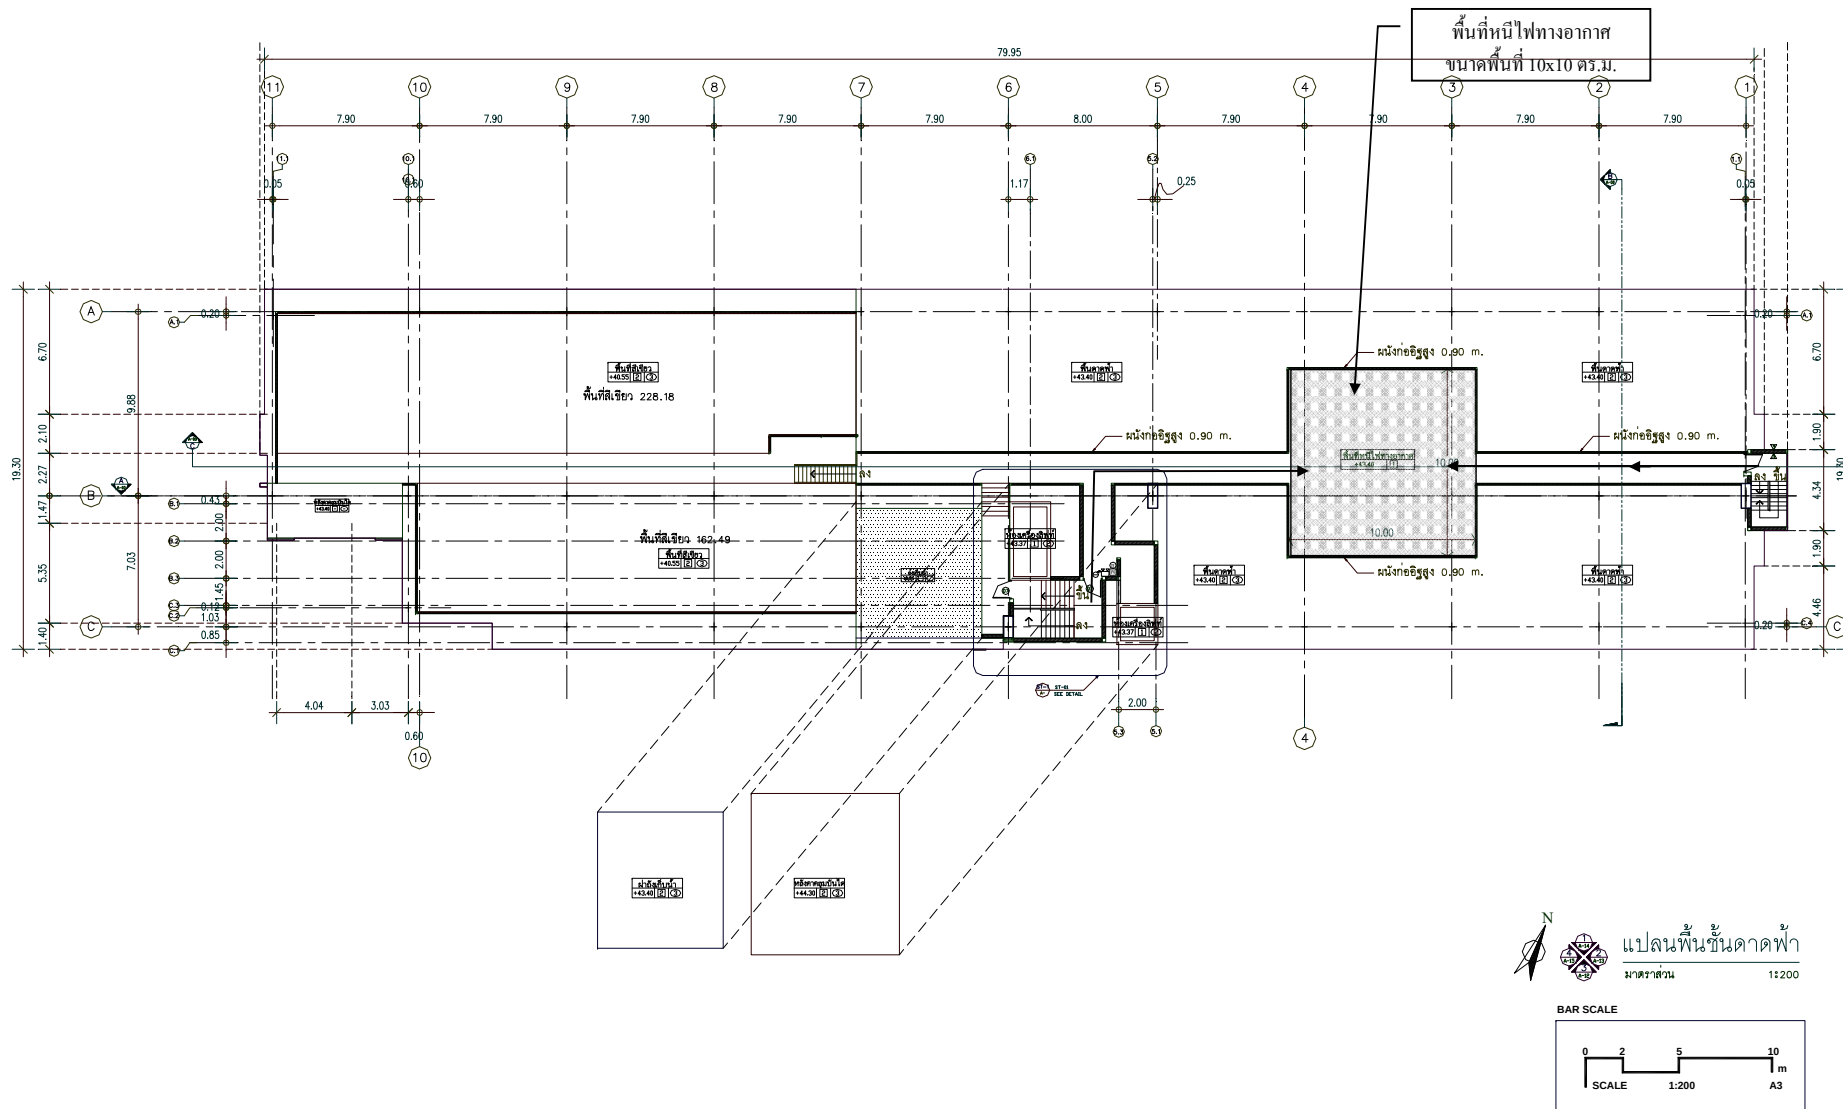


W 2-2/1




W 2-2/2



DRAWN :	SCALE:
CHECKED :	DATE:
JOB NO. :	DWG NO.
FILE NO. :	TOTAL

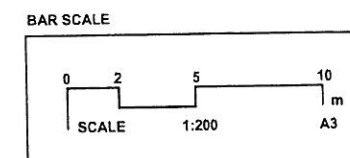

รูปที่ 3 แปลนพื้นที่ 3

 

REGENT GREEN POWER CO.,LTD
บริษัท รีเจนท์ กรีน เพาเวอร์ จำกัด
700/18 ถนน ศรีนครินทร์ ซอย ประจักษ์
แขวงสวนหลวง เขตสวนหลวง
กรุงเทพมหานคร 10250
Tel : 0-2552-8189-90

อาคารชุด(อยู่อาศัย)สูง 15 ชั้น

ณ.แจ้งวัฒนะ บางเขน กทม.

บริษัท รีเจนท์ กรีน เพาเวอร์ จำกัด

นาย ปิยะ สุวรรณมงคล ส-๗๑1772

นาย พิระ ธรรมกิจ ๖๔1386
155/20 ถนนอภิบาล ๒ บางตลาด จ.นนทบุรี

นาย ภิรมย์ อ่อนละมุล ๗๒๘๒๐๒
๑๕๔/๖ ๓๑๔ ค.โนนสูง ข.เมือง ข.อุดรธานี

นาย สุเนตร จงเทพ สทก.2548
222/616 มว ค.คิมธรรช อ.บางบัวทอง จ.นนทบุรี

นาย โชคดี หनुเขียด

[illegible]

แปลนพื้นชั้น 15


SCALE:

	1:200
DATE:	

	00-00-00
DWG NO.	

	A-06
--	------

TOTAL	W 2-2
-------	-------

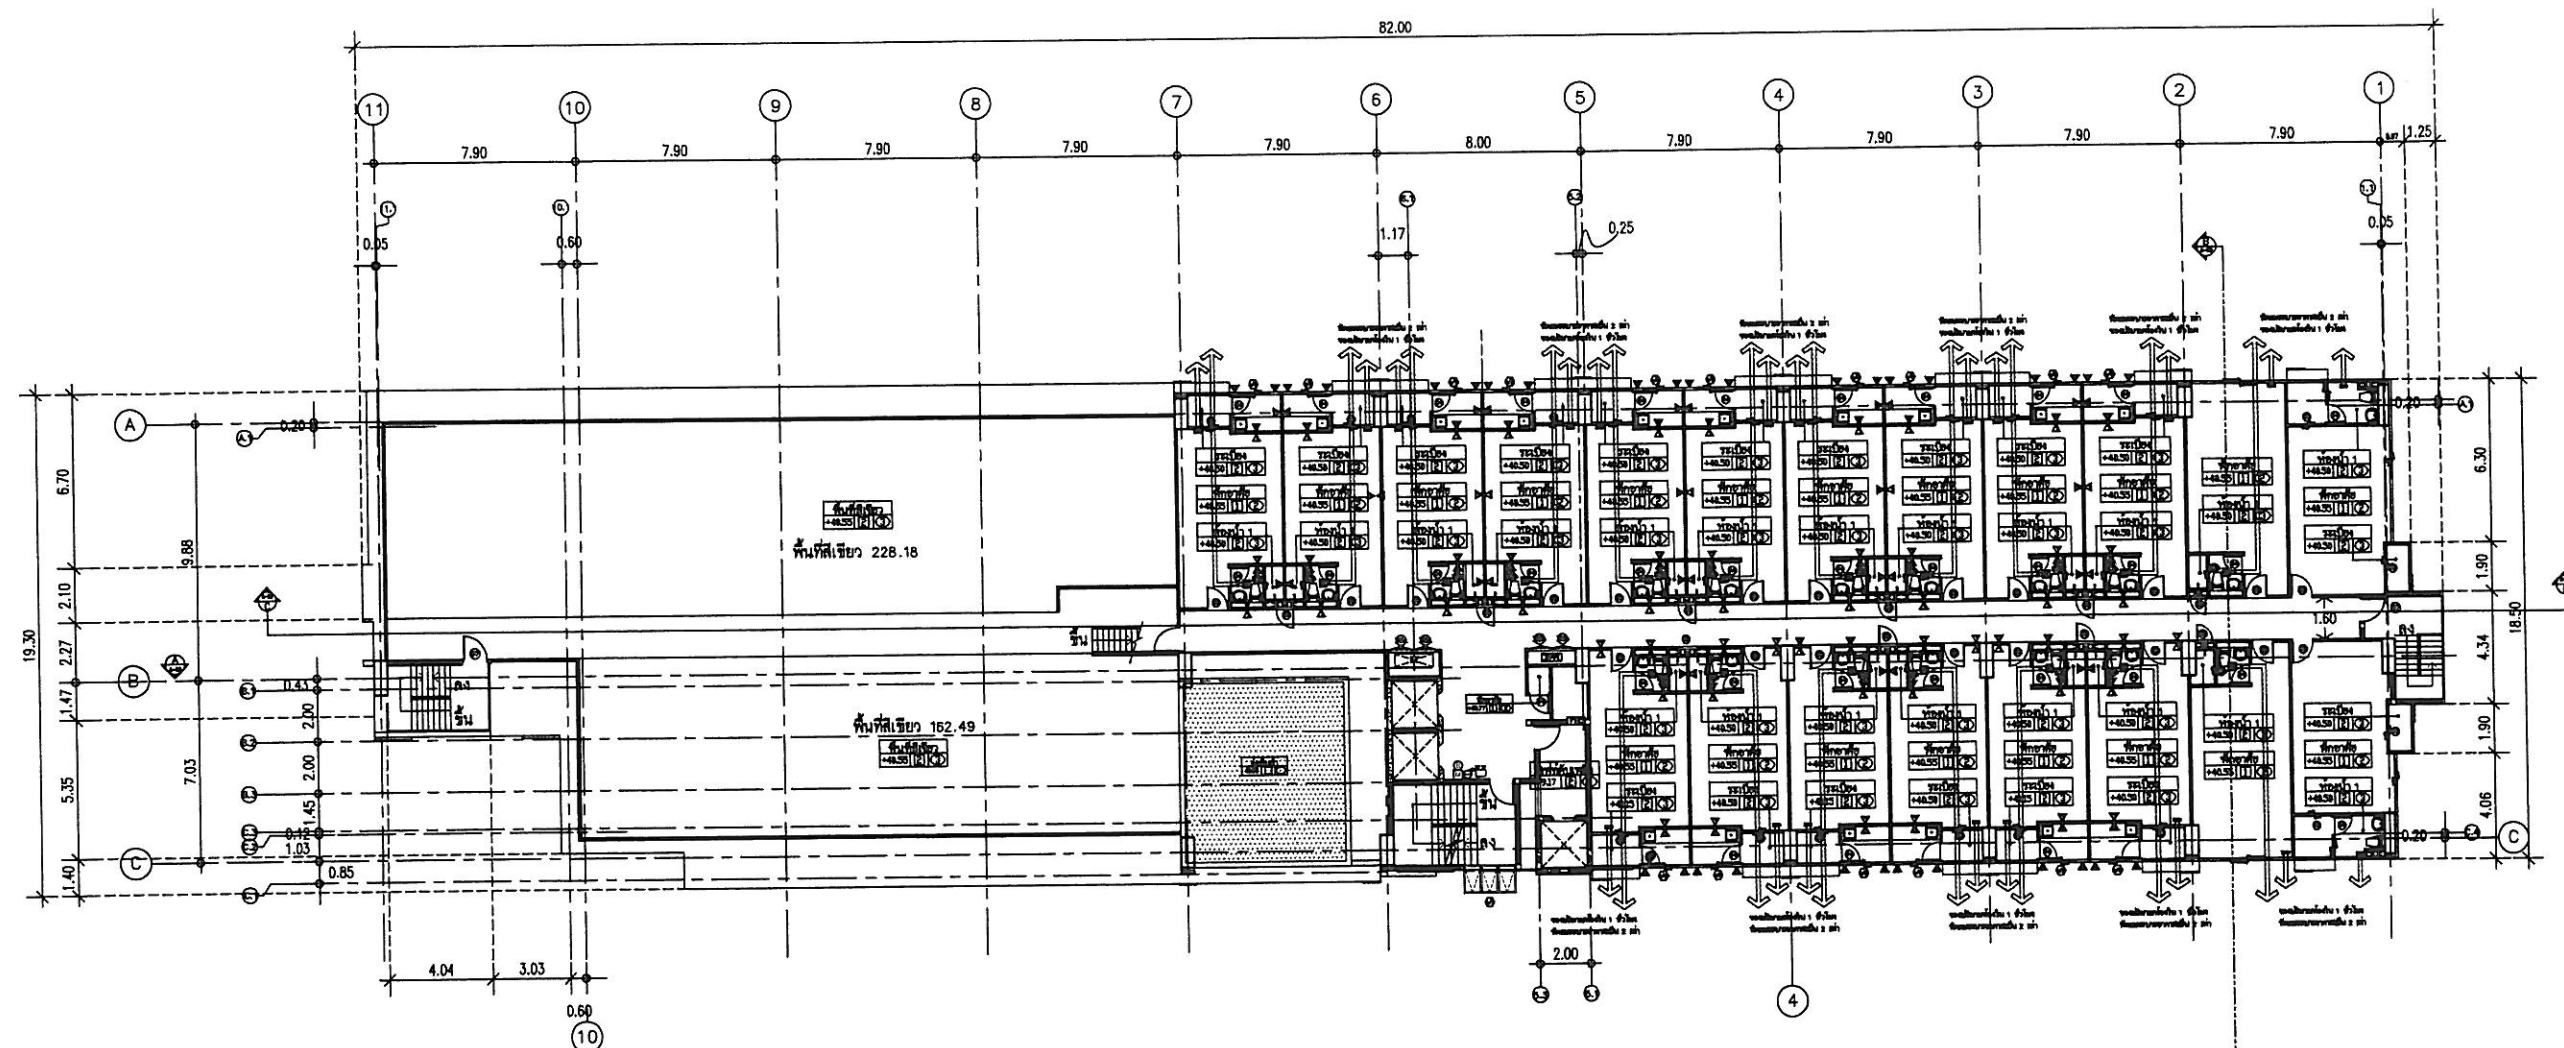

N

แปลนพื้นที่ 15

มาตราส่วน 1:200

รูปที่ 5 แปลนพื้นที่ 15

REGENT GREEN POWER CO.,LTD
บริษัท รีเจนท์ กรีน เพาเวอร์ จำกัด
700/18 ถนน ศรีนครินทร์ ซอย ประจักษ์
แขวงสวนหลวง เขตสวนหลวง
กรุงเทพมหานคร 10250
Tel : 0-2552-8189-90

อาคารชุด(อยู่อาศัย) สูง 15 ชั้น

๑. แจ้งวัฒนะ บางเขน กทม.

บริษัท รีเจนท์ กรีน เพาเวอร์ จำกัด

นาย ปิยะ สุวรรณมงคล ๓-๓๑1772


นาย พิระ สรรพกิจ ๖๕1386
155/20 ค.ท.น.ป.ร.อ. อ.บางกะปิ กรุงเทพมหานคร

นาย ภิรมย์ อ่อนละมุล ๗๘๘๐
๑๖๔/๓ ม.๑๔ ต.โนนสูง อ.เมือง จ.อุดรธานี

นาย สุเนตร จงเทพ สฟก.2548
222/616 ม.3 ต.คีมธราช อ.บางบัวทอง จ.นนทบุรี

นาย โชคดี หนูเอื๊อก

DRAWING TITLE :	
แปลนพื้นชั้นคาคพ้า	
DRAWN :	SCALE:
วิศวพันธ์ บุญอยู่	1:
CHECKED :	DATE:
	00-00
JOB NO. :	DWG NO.
6	A-
FILE NO. :	TOTAL
	H

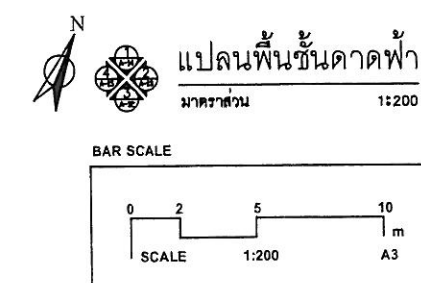

รูปที่ 6 แปลนพื้นที่หน้าอาคาร

REGENT GREEN POWER CO.,LTD
บริษัท รีเจนท์ กรีน เพาเวอร์ จำกัด
700/18 ถนน ศรีนครินทร์ ซอย ประจักษ์
แขวงสวนหลวง เขตสวนหลวง
กรุงเทพมหานคร 10250
Tel : 0-2552-8189-90

อาคารชุด(อยู่อาศัย)สูง 15 ชั้น

ธ.แจ้งวัฒนะ บางเขน กทม

บริษัท รีเจนท์ กรีน เพาเวอร์ จำกัด

นาย ปิยะ สุวรรณมงคล ส-ธธ1772

นาย วีระ สรรพกิจ ๖๕1386
155/20 ถนนทองปรีดี อ.บางละมุง จ.ชลบุรี


นาย ภิรมย์ อ่อนละมุล ๘๘.๘๒๐๒
๑๕๔/๓ น.๑๔ ค.โนนสูง ข.เมือง จ.อุดรธานี

นาย สุเนตร จงเทพ สฟก.2548
222/616 ม.3 คลุมทราย อ.บางบัวทอง จ.นนทบุรี

นาย โชคดี หनुเชิด

DRAWING TITLE :
รูปด้าน 1

DRAWN : จักรพันธ์ บุญอยู่		SCALE: 1:20	
CHECKED :		DATE: 00-00-00	
JOB NO. : 10		DWG NO.	A-1
FILE NO. :		TOTAL	8

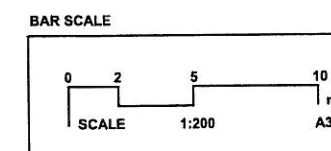

รูปที่ 7 รูปด้าน 1

REGENT GREEN POWER CO.,LTD
บริษัท รีเจนท์ กรีน เพาเวอร์ จำกัด
700/18 ถนน ศรีนครินทร์ ซอย ประจักษ์
แขวงสวนหลวง เขตสวนหลวง
กรุงเทพมหานคร 10250
Tel : 0-2552-8189-90

อาคารชุด(อยู่อาศัย)สูง 15 ชั้น

อุบาสกวิมล บำเหน็จ ฤทธิ

บริษัท รีเจนท์ กรีน เพาเวอร์ จำกัด

นาย ปิยะ สุวรรณมงคล ส-๗๑1772

นาย วีระ สรรพกิจ ๖๕1386
155/20 ถนนอภิบาลุค อ.บางฉกร์ จ.ชลบุรี

นาย ภิรมย์ อ่อนละมูล ๘๘202
164/3 ม.14 ต.โนนสูง อ.เมือง จ.นครราชสีมา

นาย ชูเนตร จงเทพ ศพก.2548
222/616 ม.3 ต.คึมทราย อ.บางบัวทอง นนทบุรี

นาย โชคดี หนูเอียด

DRAWING TITLE :	
รูปด้าน 3	
DRAWN :	SCALE:
วิศวพันธ์ บุญชู	1:2
CHECKED :	DATE:
	00-00-
JOB NO. :	DWG NO.
11	A-
FILE NO. :	TOTAL



รูปที่ 8 รูปด้าน 3

REGENT GREEN POWER CO.,LTD
บริษัท รีเจนท์ กรีน เพาเวอร์ จำกัด
700/18 ถนน ศรีนครินทร์ ซอย ประจักษ์
แขวงสวนหลวง เขตสวนหลวง
กรุงเทพมหานคร 10250
Tel : 0-2552-8189-90

อาคารชุด(อยู่อาศัย)สูง 15 ชั้น

ธ.แจ้งวัฒนะ บางเขน กทม.

บริษัท รีเจนท์ กรีน เพาเวอร์ จำกัด

นาย ปิยะ สุวรรณมงคล ส-สฉ.1772

นาย วีระ สรรพกิจ ๖๕1386
155/20 ถนนทองปรีดี อ.บางฉกร์ จ.ชลบุรี

นาย ภิรมย์ อ่อนละมุล สข.8202
164/3 ม.14 ต.โนนสูง อ.เมือง จ.อุดรธานี

นาย สุเนตร จงเทพ สฟก.2548
222/616 ม.3 ต.หินฆวน อ.บางบัวทอง จ.นนทบุรี

นาย โชคดี หनुเชิด

DRAWING TITLE :

รูปด้าน 2 , รูปด้าน 4

SCALE: 1:200

CHECKED :	DATE:
-----------	-------

		00-00-00
JOB NO. :	DWG NO.	

12	A-12
----	------


FILE NO. :	TOTAL	84
------------	-------	----



รูปที่ 9 รูปด้าน 2 และรูปด้าน 4



รูปตัด A
 มาตรฐาน 1:200

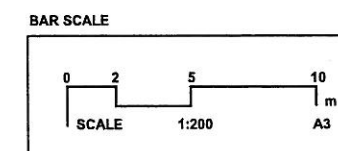

รูปที่ 10 รูปตัด A

NOTE :
 ALL DESIGNS & DRAWINGS ARE THE PROPERTY OF
 REGENT GREEN POWER AND CANNOT BE USED WITHOUT
 THEIR WRITTEN PERMISSION

REGENT GREEN POWER CO.,LTD
 บริษัท รีเจนท์ กรีน เพาเวอร์ จำกัด
 700/18 ถนน ศรีนครินทร์ ซอย ประจักษ์
 แขวงสวนหลวง เขตสวนหลวง
 กรุงเทพมหานคร 10250
 Tel : 0-2552-8188-90

PROJECT :
 อาคารชุด(อยู่อาศัย)สูง 15 ชั้น

LOCATION :
 ณแจ้งวัฒนะ บางเขน กทม

OWNER :
 บริษัท รีเจนท์ กรีน เพาเวอร์ จำกัด

PROJECT ARCHITECTS :
 นาย ปิยะ สุวรรณมงคล ศ-สล1772
 -

STRUCTURAL ENGINEERS INSPECTOR :
 นาย ศิระ สรรพกิจ ๒๕1386
 155/20 ถนนเอกวิภา อ.บางนา จ.สมุทรปราการ


STRUCTURAL ENGINEERS :
 นาย วิวัฒน์ อ่อนละมูล ศส8202
 164/3 ม.14 ต.โนนสูง อ.เมือง จ.อุดรธานี

ELECTRICAL ENGINEERS :
 นาย ชูเนตร จงเทพ ศฟก2548
 222/818 ม.3 ต.คันนายาว อ.บางนา จ.สมุทรปราการ


SANITARY ENGINEERS :
 นาย โชคดี หนูเชิด
 -

REVISION			
NO.	DATE	DESCRIPTION	BY

DRAWING TITLE :			
รูปตัด A			
DRAWN : จักรพันธ์ บุญชู	SCALE: 1:200		
CHECKED :	DATE: 00-00-00		
JOB NO. : 8	DWG NO. : A-08		
FILE NO. :	TOTAL	84	

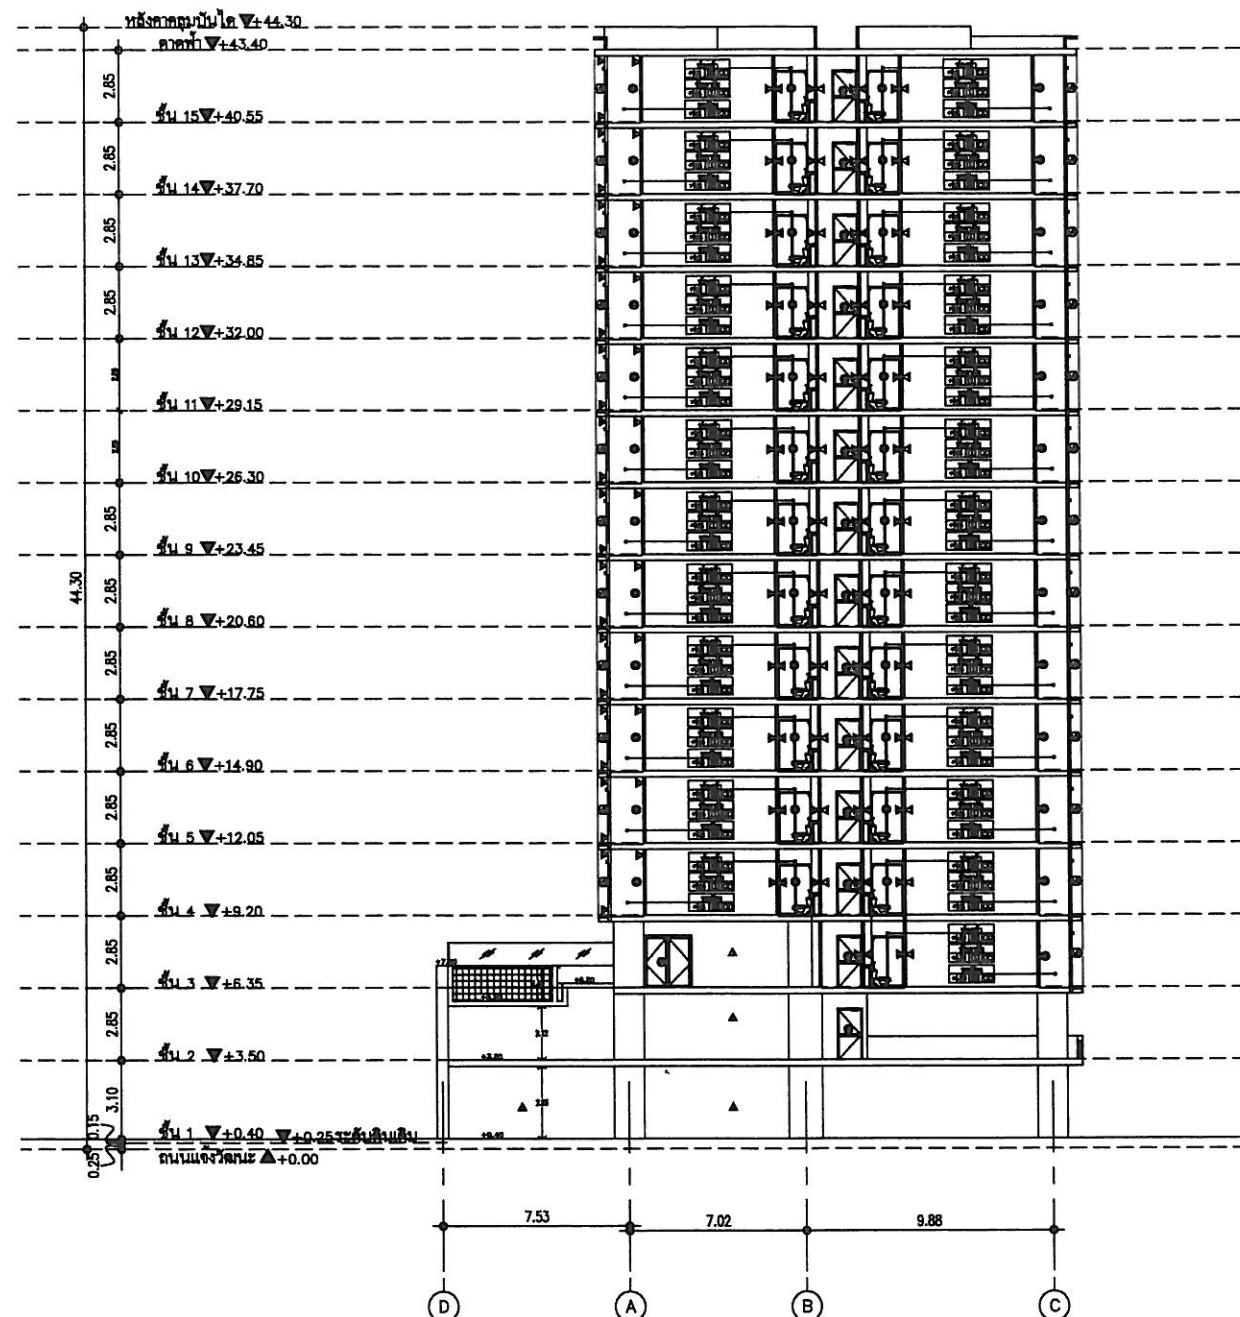

รูปตัด B
มาตราส่วน 1:200

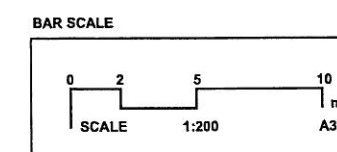

รูปที่ 11 รูปตัด B

NOTE :
ALL DESIGNS & DRAWINGS ARE THE PROPERTY OF
REGENT GREEN POWER AND CANNOT BE USED WITHOUT
THEIR WRITTEN PERMISSION

REGENT GREEN POWER CO.,LTD
บริษัท รีเจนท์ กรีน เพาเวอร์ จำกัด
700/18 ถนน ศรีนครินทร์ ซอย ประจักษ์
แขวงสวนหลวง เขตสวนหลวง
กรุงเทพมหานคร 10250
Tel : 0-2552-8188-90

PROJECT :
อาคารชุด(อยู่อาศัย)สูง 15 ชั้น

LOCATION :
ถ.แจ้งวัฒนะ บางเขน กทม

OWNER :
บริษัท รีเจนท์ กรีน เพาเวอร์ จำกัด

PROJECT ARCHITECTS :
นาย ปิยะ สุวรรณมงคล ส-ศธ.1772
-

STRUCTURAL ENGINEERS INSPECTOR :
นาย พิระ สุรพกิจ ฐ.1386
155/20 ค.ทอ.ปรีดี อ.บางมด จ.นนทบุรี

STRUCTURAL ENGINEERS :
นาย วิริยะ อ่อนละมุล สธ.8202
164/3 ม.14 ค.โนนสูง อ.เมือง จ.อุดรธานี


ELECTRICAL ENGINEERS :
นาย ชูเนตร จงเทพ สท.2548
222/818 ม.3 ค.พิษณุราช อ.บางบัวทอง จ.นนทบุรี

SANITARY ENGINEERS :
นาย โชคดี หนูเชือก
-

REVISION			
NO.	DATE	DESCRIPTION	BY

DRAWING TITLE :
รูปตัด B

DRAWN : ช.กรพันธ์ หนูเชือก	SCALE: 1:200
CHECKED : 	DATE: 00-00-00
JOB NO. : 9	DWG NO. : A-09
FILE NO. : 	TOTAL : 84

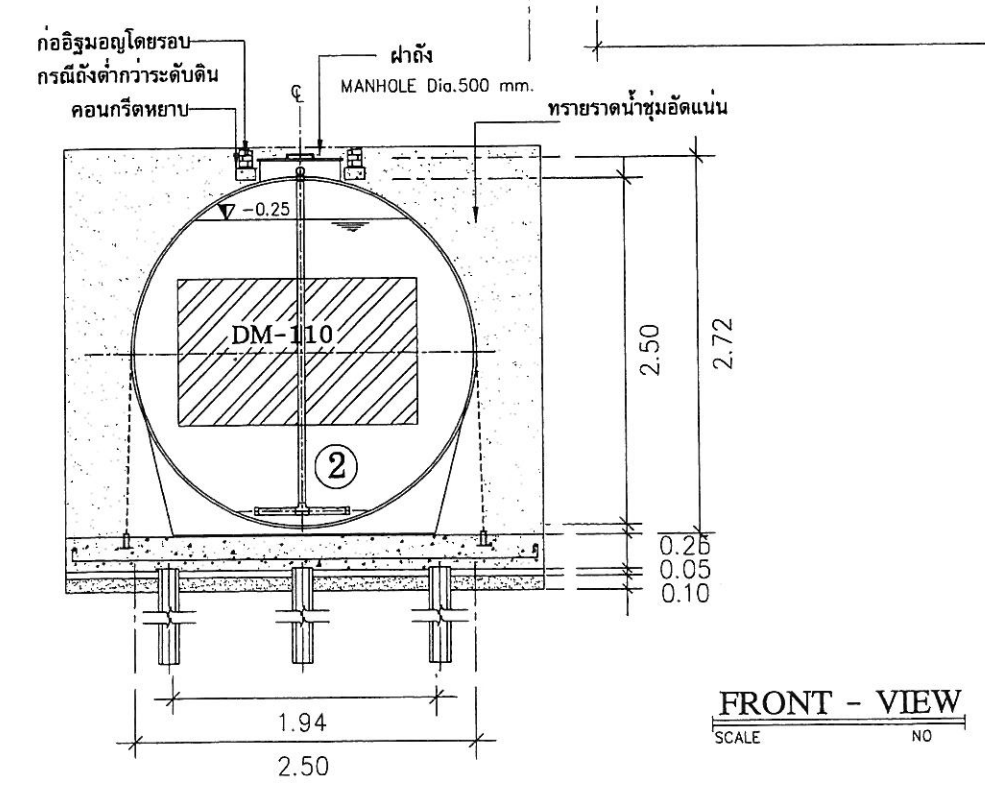


รายละเอียดส่วนต่างๆของถัง




- ส่วนที่ 1 เป็นถังเกรอะ
- ส่วนที่ 2 เป็นถังเติมอากาศ
- ส่วนที่ 3 เป็นถังตกตะกอน

รูปที่ 1 แบบแปลน และรูปตัด ระบบบำบัดน้ำเสียสำเร็จรูปช่วงก่อสร้าง

[illegible]

FILE NO. :	TOTAL
------------	-------




 


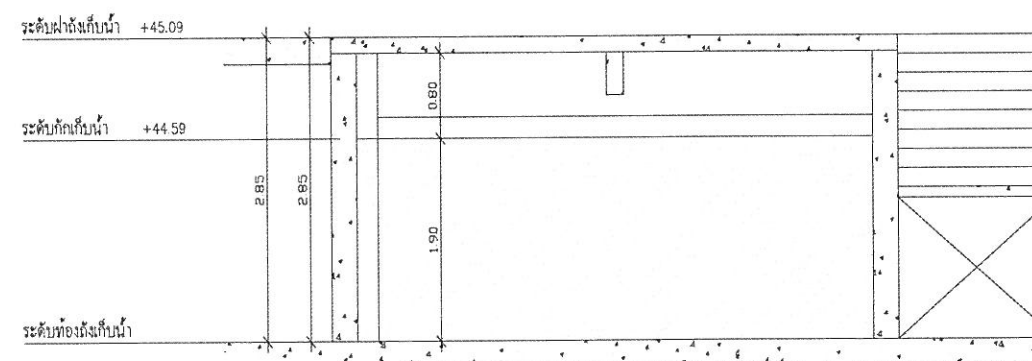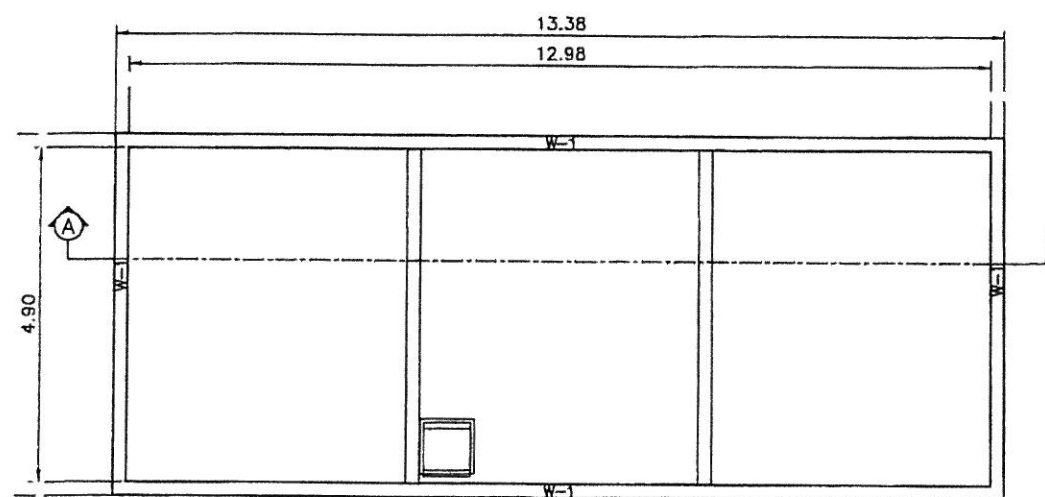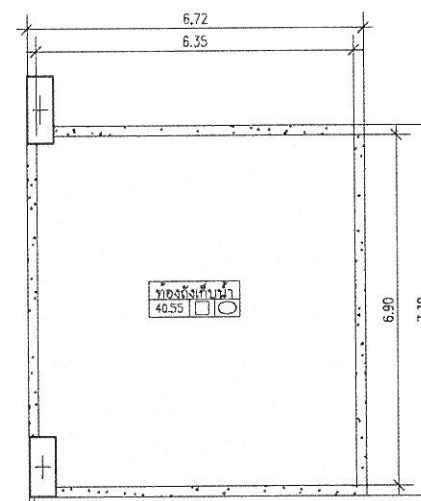

ดังเก็บน้ำขึ้นคาศพว่า 80.50 ตบ.ม.

รูปที่ 3 แบบแปลน และรูปตัด ถังเก็บน้ำชั้นคาบฟ้าและถังเก็บน้ำคับเพลิงใต้ดินของ โครงการ

W 2-7/3

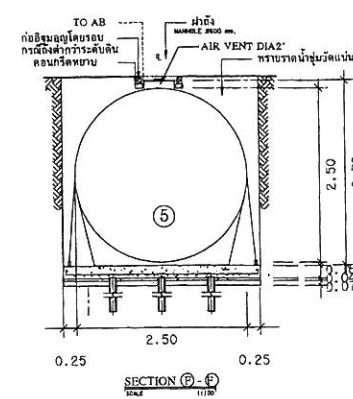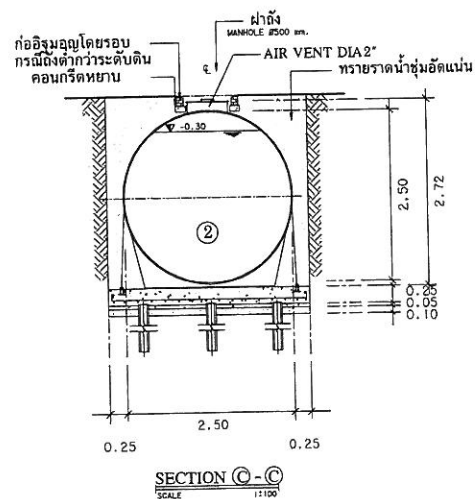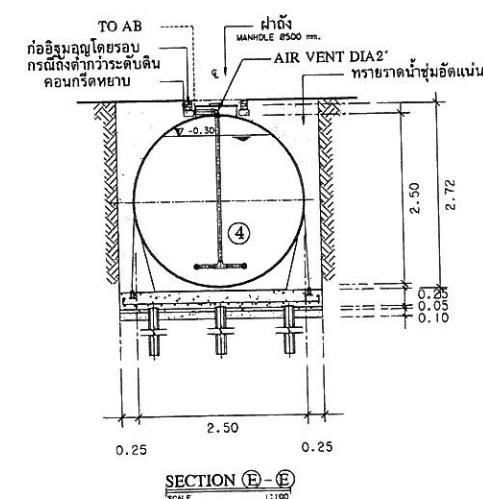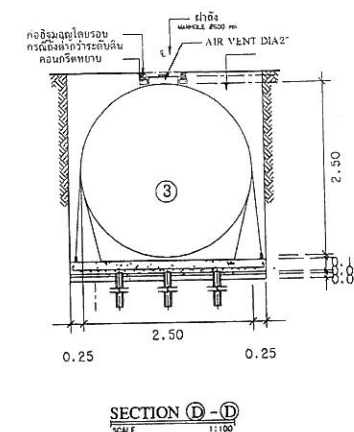

- ส่วนที่ 1 ส่วนดักไขมัน
ส่วนที่ 2 ส่วนเกราะ
ส่วนที่ 3 ส่วนเก็บตะกอน
ส่วนที่ 4 ส่วนเติมอากาศ
ส่วนที่ 5 ส่วนตกตะกอน

รูปที่ 1 แบบแปลน และรูปตัดระบบบำบัดน้ำเสียรวมของโครงการ

NOTE :
ALL DESIGNS & DRAWINGS ARE THE PROPERTY OF
RECENT GREEN POWER AND CANNOT BE USED WITHOUT
THEIR WRITTEN PERMISSION

REGENT GREEN POWER CO.,LTD

บริษัท รีเจนท์ กรีน เพาเวอร์ จำกัด
700/18 ถนน ศรีนครินทร์ ซอย ประจิดต์
แขวงสวนหลวง เขตสวนหลวง
กรุงเทพมหานคร 10250
Tel : 0-2552-8189-90

PROJECT :	
-----------	--

อาคารชุด(อยู่อาศัย)สูง 15 ชั้น

LOCATION :

ณ.แจ้งวัฒนะ บางเขน กทม.

OWNER :

บริษัท รีเจนท์ กรีน เพาเวอร์ จำกัด

PROJECT ARCHITECTS :

นาย ปิยะ สวรรณมงคล ส-สธ1772

STRUCTURAL ENGINEERS INSPECTOR :

นาย พิระ สรรพกิจ ๖๕.1386
155/20 ด.หนองปรือ อ.บางละมุง จ.ชลบุรี

STRUCTURAL ENGINEERS :

นาย ภิรมย์ อ่อนละมูล สย8202
164/3 ม14 ค โนนสูง อ.เมือง จ.อุดรธานี

ELECTRICAL ENGINEERS :

นาย สุเนตร จงเทพ สฟก.2548
222/616 ม.3 คพินธราฯ อ.บางบัวทอง จ.นนทบุรี

SANITARY ENGINEERS :

นาย วัลลภ วิสเพ็ญ	สก2408
นาย สมพร ทองคำ	สก1895

[illegible]

DRAWING TITLE :

ถึงบำบัดน้ำเสีย รุ่น DEA-115 K

DRAWN :

จักรพันธ์ บุญชัย	1:10
CHECKED :	DATE: 00-00-0

JOB NO. :	DWG NO.
-----------	---------

		A
FILE NO. :	TOTAL.	

REGENT GREEN POWER CO.,LTD
บริษัท รีเจนท์ กรีน เพาเวอร์ จำกัด
700/18 ถนน ศรีนครินทร์ ซอย ประจักษ์
แขวงสวนหลวง เขตสวนหลวง
กรุงเทพมหานคร 10250
Tel : 0-2552-8189-90

อาคารชุด(อยู่อาศัย)สูง 15 ชั้น

ณแจ้งวัฒนะ บางเขน กทม.

บริษัท รีเจนท์ กรีน เพาเวอร์ จำกัด

นาย ปิยะ สุวรรณมงคล ส-สธ.1772

นาย พีระ สรรพกิจ ๖๕.1386
155/20 ค.หนองปรือ อ.บางละมุง จ.ชลบุรี


นาย ภิรมย์ อ่อนละมูล สบ.8202
164/3 น.14 ค.โนนสูง อ.เมือง จ.อุดรธานี

นาย สุรินทร์ ธรรมานะ  เลขที่ 254
222/816 หมู่ 13 ต.หนองบัว อ.หนองบัว จ.มหาสารคาม

นาย วุฒิก วิสเพ็ญ สก.2408

[illegible]

DRAWN :	SCALE:	
CHECKED :	DATE:	
JOB NO. :	DWG NO.	
FILE NO. :	TOTAL.	

 

รูปที่ 1 ผังแนวคิดระบบระบายน้ำภายในโครงการ

รูปที่ 1 แสดงค่าระดับที่อธิบายน้ำภายในโครงการ

REGENT GREEN POWER CO.,LTD
บริษัท รีเจนท์ กรีน เพาเวอร์ จำกัด
700/18 ถนน ศรีนครินทร์ ซอย ประจักษ์
แขวงสวนหลวง เขตสวนหลวง
กรุงเทพมหานคร 10250
Tel : 0-2552-8189-90

อาคารชุด(อยู่อาศัย)สูง 15 ชั้น

ถ.แจ้งวัฒนะ บางเขน กทม.

บริษัท รีเจนท์ กรีน เพาเวอร์ จำกัด

นาง ปิ่น สุวรรณมงคล ๘-๗๑๗๗๒



นาย วีระ ธรรมกิจ ๖๔.๑๓๘๖
๑๕๕/๒๐ ค.หนองปรือ อ.บางละมุง จ.ชลบุรี

นาย ภิรมย์ ช่อนตะมุล สด8202
164/3 ม14 ต.โนนสูง อ.เมือง จ.อุดรธานี



นาย สุเนตร จงเทพ สฟก.2548
222/616 ม.3 ค.ทิมมราช อ.บางบัวทอง จ.นนทบุรี

นาย วิมล วิเศษกุล ตก.2408



[illegible]

ขยายจุดเชื่อมท่อสาธารณะ

DRAWN :	SCALE:
CHECKED :	DATE:
JOB NO. :	DWG NO.
FILE NO. :	TOTAL

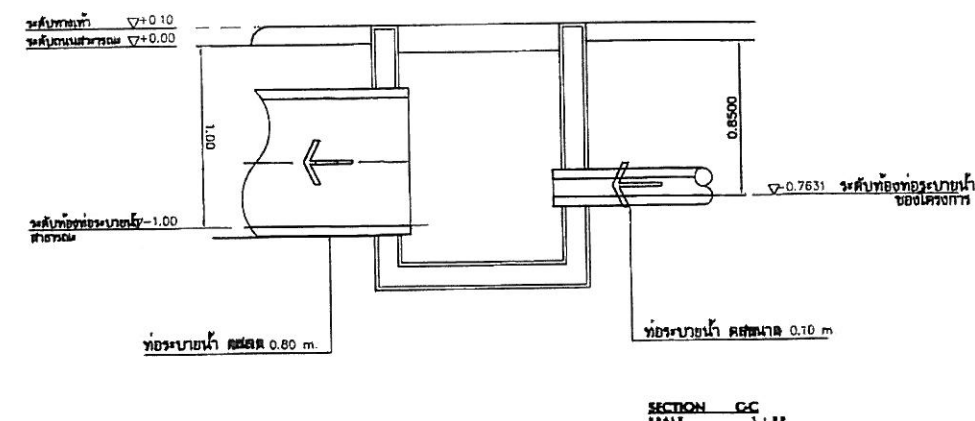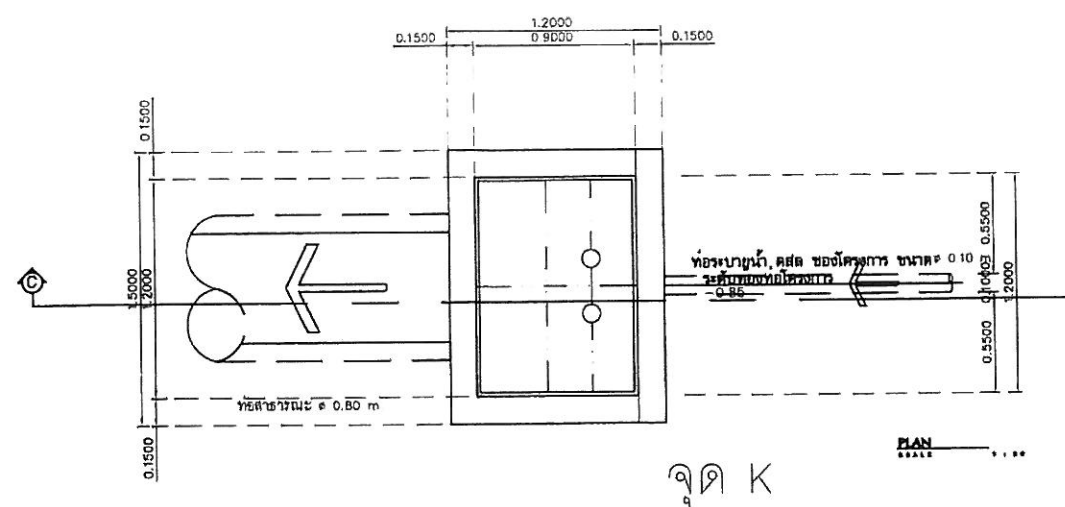

ทอระบายน้ำทิ้งที่จะเชื่อมต่อกับทอระบายน้ำทิ้งสาธารณะเดิม

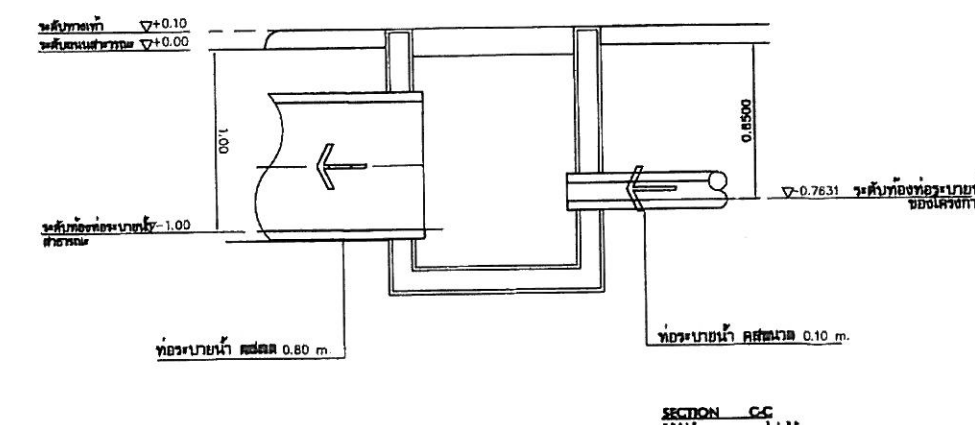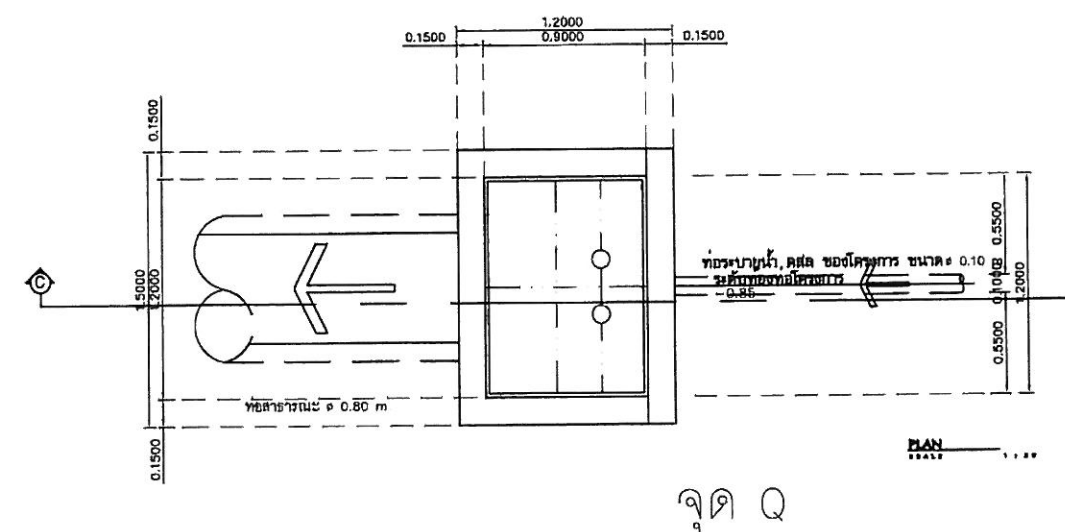

ทอระบายน้ำทิ้งที่จะเชื่อมต่อทอระบายน้ำทิ้งสาธารณะเต็ม

รูปที่ 2 แบบขยายจุดเชื่อมท่อระบายน้ำสาธารณะ

NOTE :
ALL DESIGNS & DRAWINGS ARE THE PROPERTY OF
REGENT GREEN POWER AND CANNOT BE USED WITHOUT
THEIR WRITTEN PERMISSION

REGENT GREEN POWER CO.,LTD

บริษัท รีเจนท์ กรีน เพาเวอร์ จำกัด
700/18 ถนน ศรีนครินทร์ ซอย ประจักษ์
แขวงสวนหลวง เขตสวนหลวง
กรุงเทพมหานคร 10250
Tel : 0-2552-8189-90

PROJECT :

อาคารชุด(อยู่อาศัย)สูง 15 ชั้น

LOCATION :

ฉะเชิงเทรา บางเขน กทม

OWNER :

บริษัท รีเจนท์ กรีน เพาเวอร์ จำกัด

PROJECT ARCHITECTS :

นาย ปิยะ สุวรรณมงคล ส-สอ.1772

STRUCTURAL ENGINEERS INSPECTOR :

นาย ทวีระ สรรพกิจ ฐ.1386
155/20 ถนนพหลโยธิน แขวงจตุจักร กรุงเทพฯ

STRUCTURAL ENGINEERS :

นาย ภิญโญ อ่อนละมุน สอ.8202
154/3 ซ.114 ต.โนนสูง อ.เมือง จ.อุดรธานี

ELECTRICAL ENGINEERS :

นาย สุเมธ จงเทพ สท.2548
222/616 ม.3 ต.ศรีนครินทร์ อ.บางบัวทอง จ.นนทบุรี

SANITARY ENGINEERS :

นาย วรณัฐ วิสัณห์ สท.2408


REVISION			
NO.	DATE	DESCRIPTION	BY

DRAWING TITLE :

MDB1,MDB2 AND EMDB ELECTRICAL
SINGLE LINE DIAGRAM

DRAWN :	SCALE:
CHECKED :	DATE:
JOB NO. :	DWG NO. :
FILE NO. :	TO

W 2-12/1

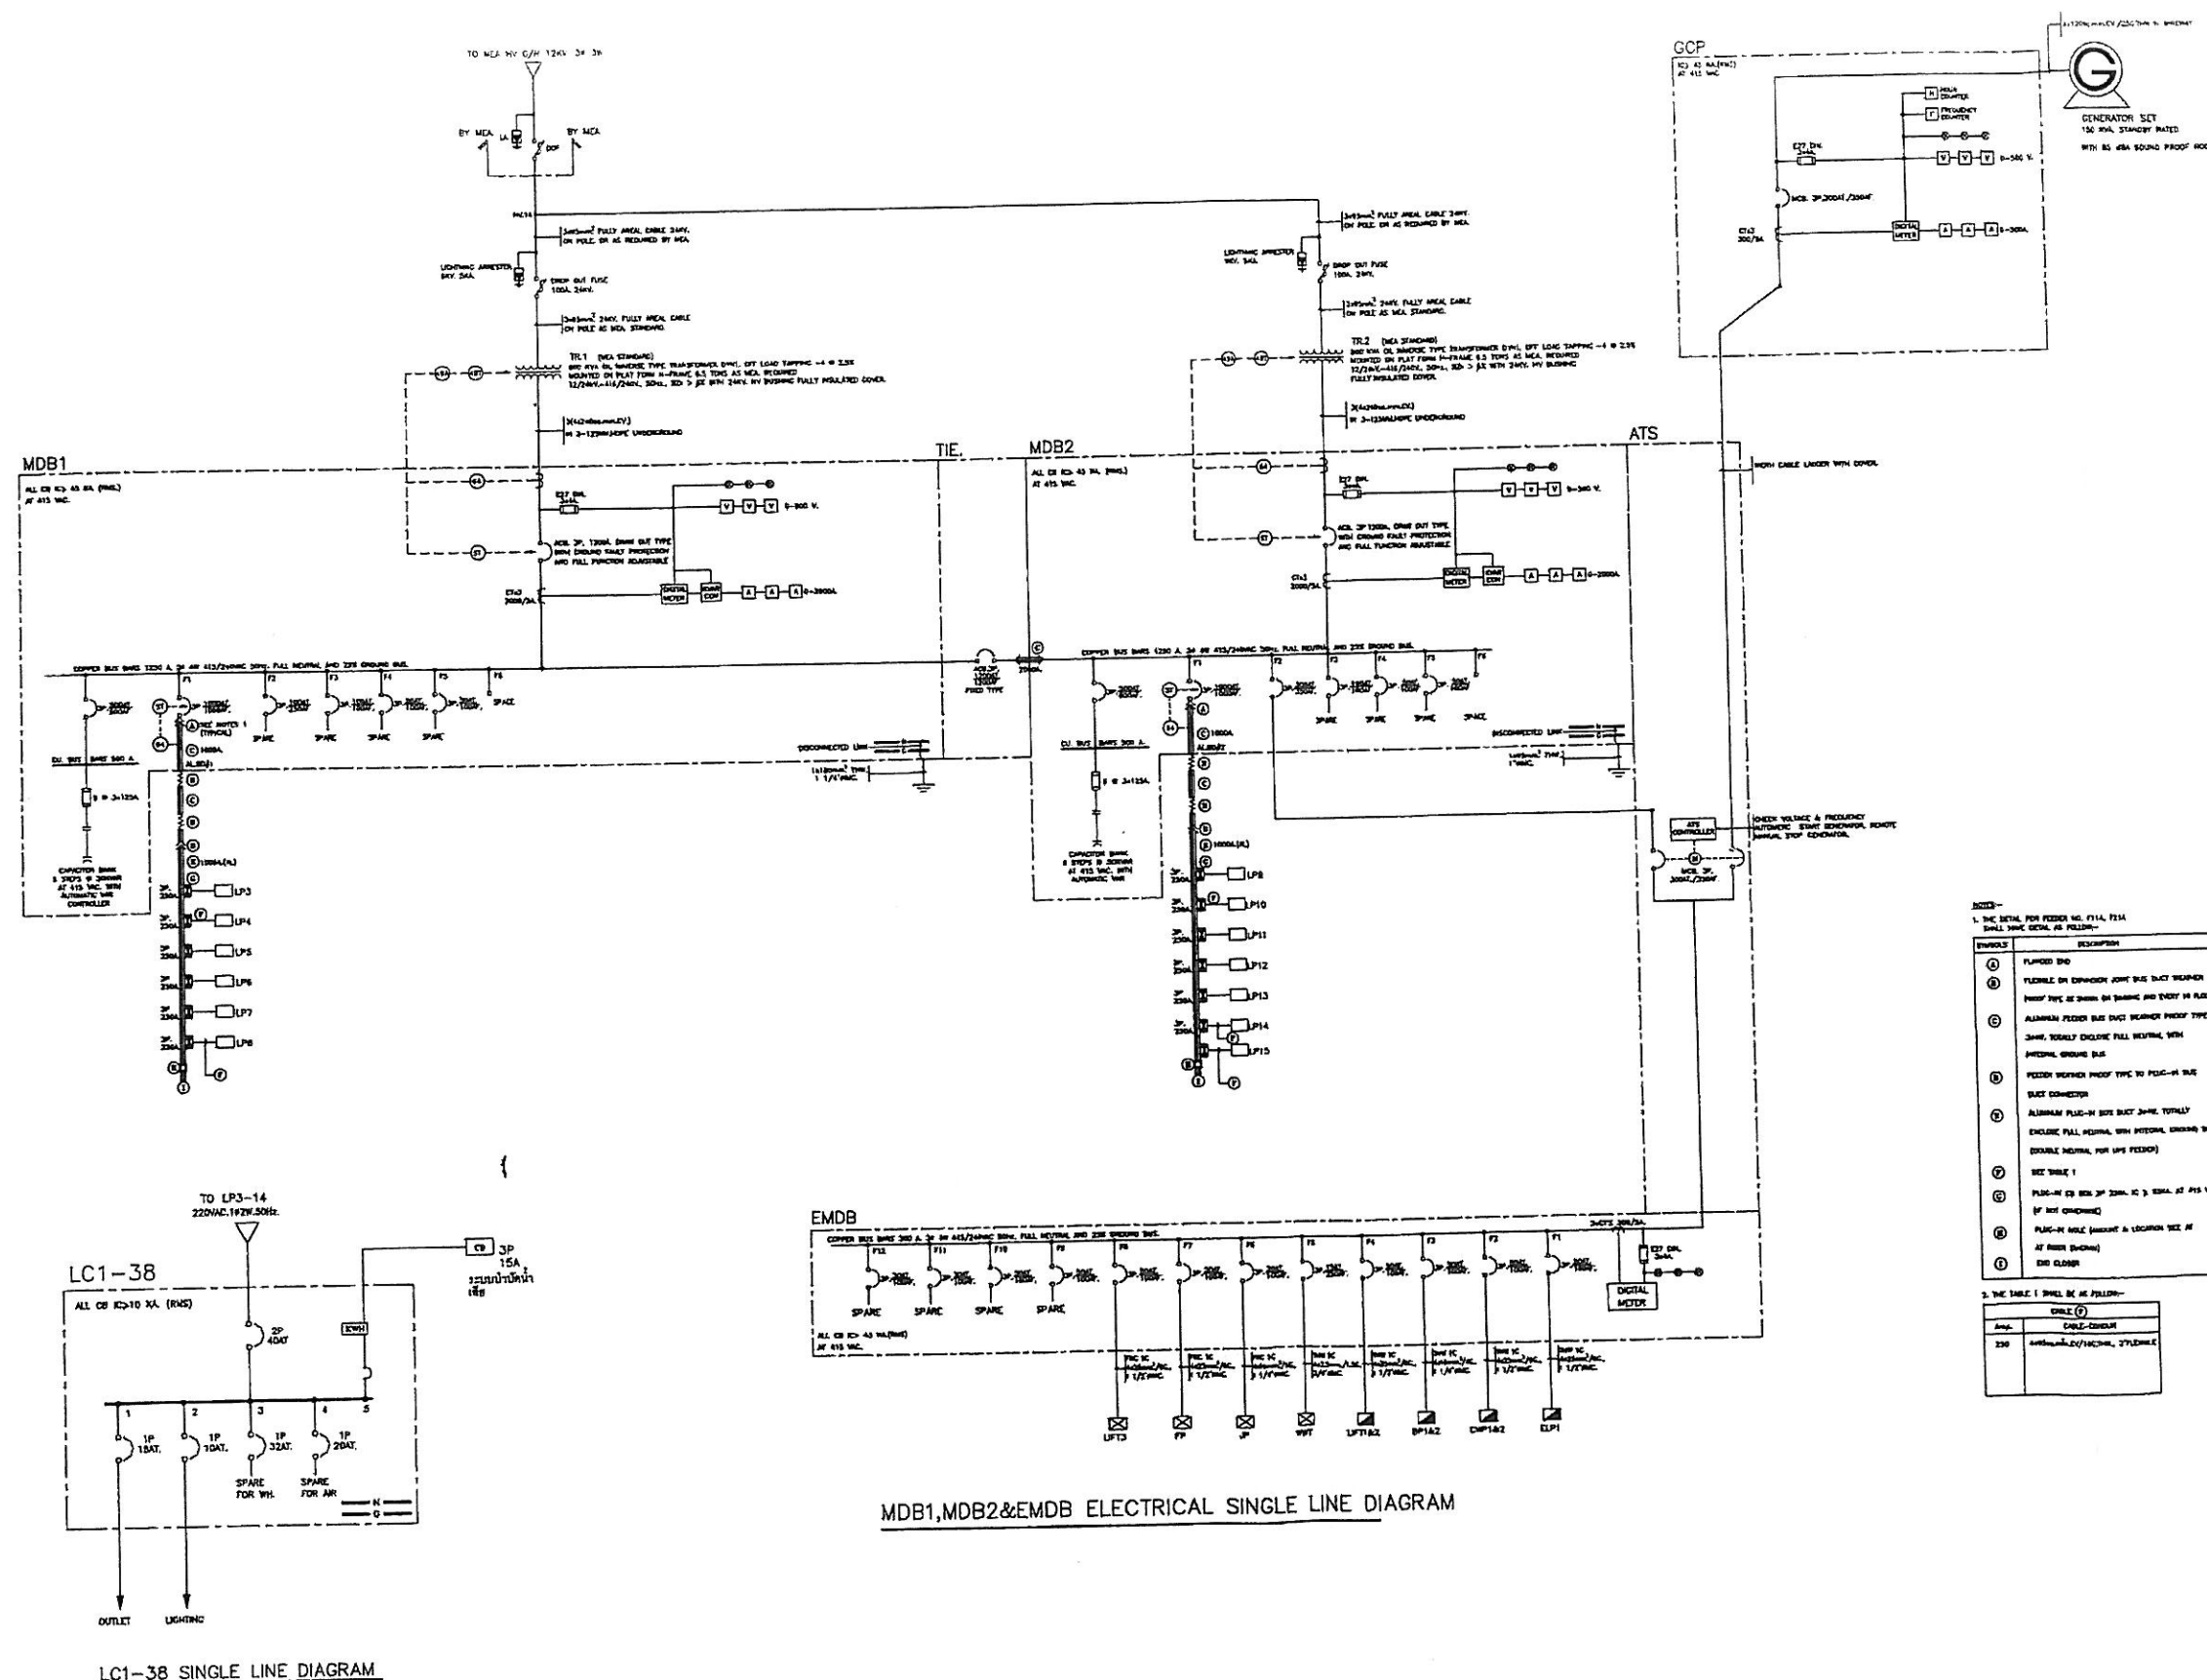

รูปที่ 1 Main Single Line Diagram ระบบไฟฟ้าของโครงการ

REGENT GREEN POWER CO.,LTD
บริษัท รีเจนท์ กรีน เพาเวอร์ จำกัด
700/18 ถนน ศรีนครินทร์ ซอย ประจักษ์
แขวงสวนหลวง เขตสวนหลวง
กรุงเทพมหานคร 10250
Tel : 0-2552-8189-90

อาคารชุด(อยู่อาศัย)สูง 15 ชั้น

ธ.แจ้งวัฒนะ บางเขน กทม.

บริษัท รีเจนท์ กรีน เพาเวอร์ จำกัด

นาย ปิยะ สุวรรณมงคล ส-สจ.1772

นาย พิระ ธรรมกิจ ๗๔1386
155/20 ค.หนองปรือ อ.บางละมุง จ.ชลบุรี

นาย ภิรมย์ อ่อนตะมุล ๗๕.8202
164/3 ม.14 ค.โนนสูง อ.เมือง จ.อุดรธานี

นาย สุเนตร จงเทพ สฟก.2548
222/616 ม.3 ค.หิมาราช อ.บางบัวทอง จ.นนทบุรี

นาย วิมล วิเศษชัย ๘๔2408
นาย วิมล วิเศษชัย ๘๔2408


DRAWING TITLE :

๒. โดยคณะกรรมการป้องกันอัคคีภัย



CHECKED :	DATE:
-----------	-------

JOB NO. :		DWG NO.	

	FP-02	
--	-------	--

 

รูปที่ 1 ฟังแนวดึงระบบป้องกันอัคคีภัยของโครงการ

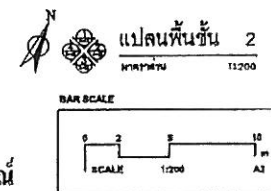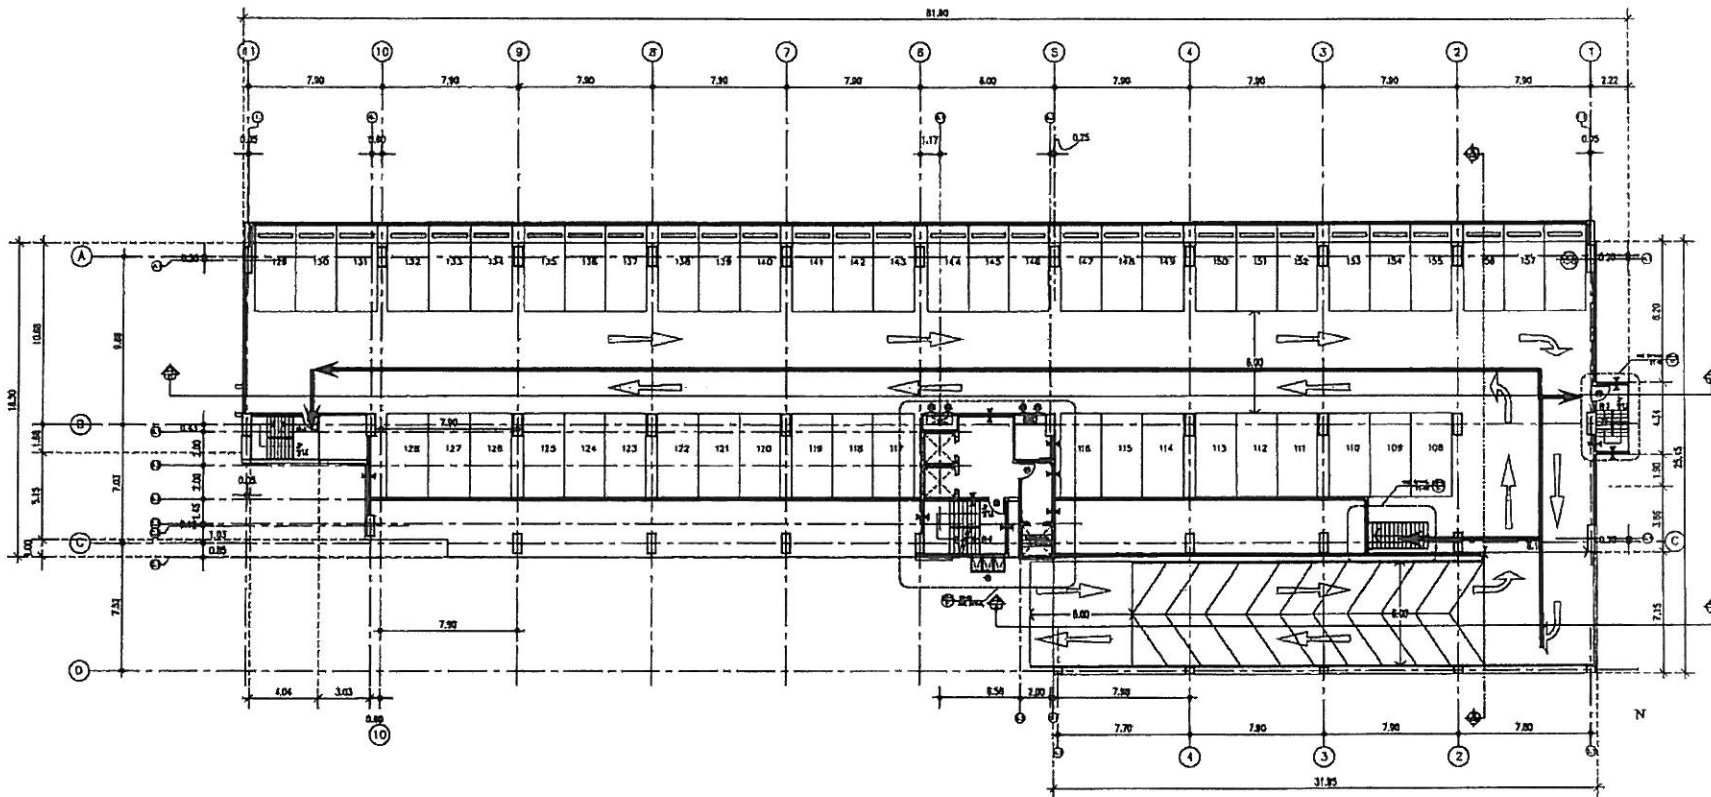

รูปที่ 2 ผังเส้นทางกรณี่ไฟชั้นที่ 2

สัญลักษณ์
← เส้นทางกรณี่ไฟ

NOTE : ALL DESIGN & DRAWING ARE THE PROPERTY OF REGENT GREEN POWER CO.,LTD บริษัท รีเจนท์ กรีน เพาเวอร์ จำกัด 700/18 ถนน ศรีนครินทร์ เขต ประจักษ์ แขวงสวนหลวง เขตสวนหลวง กรุงเทพมหานคร 10250 T. 0-2552-8189-10			
PROJECT :			
อาคารชุด (อยู่อาศัย) สูง 15 ชั้น			
LOCATION :			
ถ.แจ้งวัฒนะ บางเขน กทม.			
OWNER :			
บริษัท รีเจนท์ กรีน เพาเวอร์ จำกัด			
PROJECT ARCHITECTS :			
นาย นิธิ สุวรรณภักดิ์ ส-ส.1772			
STRUCTURAL ENGINEERS INSPECTOR :			
นาย นิธิ สุวรรณภักดิ์ ส.1398			
STRUCTURAL ENGINEERS :			
นาย นิธิ สุวรรณภักดิ์ ส.1398			
ELECTRICAL ENGINEERS :			
นาย นิธิ สุวรรณภักดิ์ ส.1398			
SANITARY ENGINEERS :			
นาย นิธิ สุวรรณภักดิ์ ส.1398			
DRAWING TITLE :			
แปลนคั่นชั้น 2			
DRAWN :		SCALE :	
นาย นิธิ สุวรรณภักดิ์		1:200	
CHECKED :		DATE :	
นาย นิธิ สุวรรณภักดิ์		00-00-00	
JOB NO. :		DWG NO. :	
5		A-05	
FILE NO :		TOTAL :	
		84	

REGENT GREEN POWER CO., LTD
บริษัท รีเจนท์ กรีน เพาเวอร์ จำกัด
700/18 ถนน ศรีนครินทร์ เขต ปทุมธานี
แขวงสวนหลวง กรุงเทพมหานคร 10250
กรุงเทพฯ โทร 0-2557-8126-90

อาคารชุด(อยู่อาศัย)สูง 15 ชั้น

๑. จ้างใช้แรงงาน

บริษัท วีเจนท์ ออทีน เทาเวอร์ จำกัด

ឈ្មោះ អ្នកប្រកាស ៣-៣១៧៧២

นาง นิตะ ศรทนต์ ๗๑๓๘๖
๑๕๖/๒๐ กรุงเทพมหานคร ๑๐๑๐๑


วันที่ 11/10/2564 หน้า 202
164/3 นิตยสาร นิตยสาร นิตยสาร

၁၀၀၀ နှစ်ကျော် အကြာက
 ၁၁၁၁ နှစ်ကျော် အကြာက


[illegible][illegible]

แปลนทึนชั้น 3

DRAWN : <i>Enthusiast 1/20/01</i>		SCALE: 1:1	
CHECKED :		DATE: 00-00-	
JOB NO. : 5		OMP NO.	A-
FILE NO :		TOTAL	

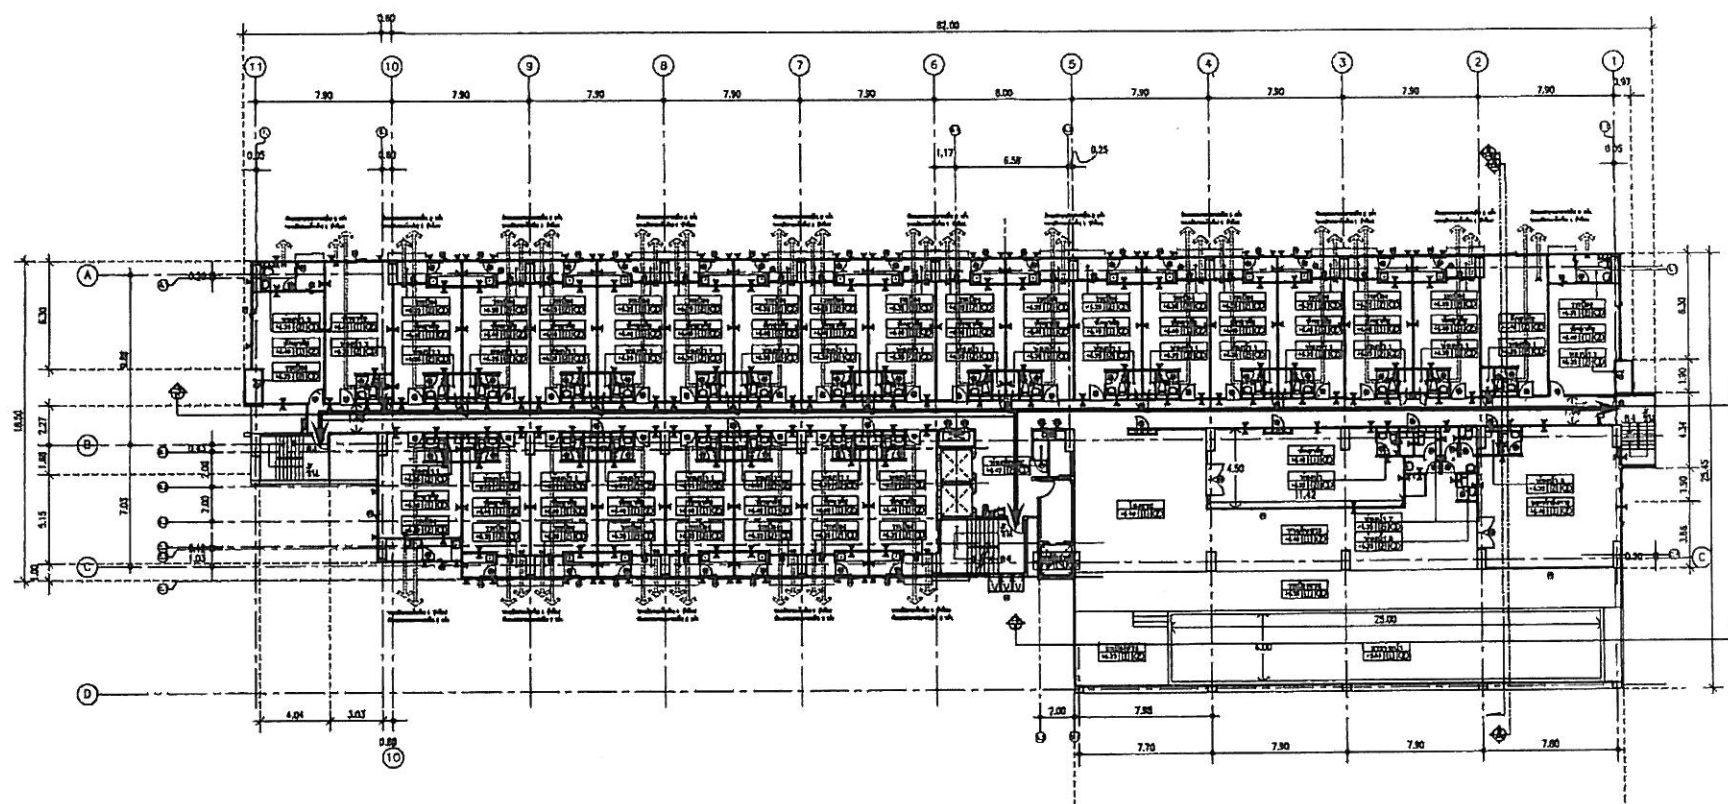


RAR SCALE

 

ត្ថុល្អត្រង់

← เส้นทางกรหนไฟ

รูปที่ 3 ผังเส้นทางการหนีไฟชั้น 3

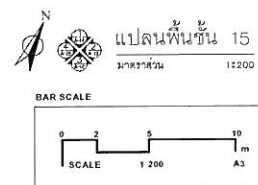

DRAWN : <i>Engr. P. S. V. S. V.</i>		SCALE : 1:20	
CHECKED :		DATE: 00-00-00	
JOB NO. : 6		DWG NO.	A-0
FILE NO. :		TOTAL	8

รูปที่ 5 ผังเส้นทางการหนีไฟชั้นที่ 15

តំណភ្ជាប់

← เส้นทางกรหนไฟ

NOTE : ALL DESIGNS & DRAWINGS ARE THE PROPERTY OF
REGENT GREEN POWER AND CANNOT BE USED WITHOUT
THEIR WRITTEN PERMISSION

REGENT GREEN POWER CO.,LTD

บริษัท วิเอ็นท์ าวิน เทลเวอร์ จำกัด
700/18 ถนน ศรีนครินทร์ ซอย ประชิด
แขวงสวนหลวง เขตสวนหลวง
กรุงเทพมหานคร 10250
Tel : 0-2552-8189-90

PROJECT :	
-----------	--

อาคารชุด(อยู่อาศัย) สูง 15 ชั้น

LOCATION	
----------	--

ฉ. แจ่มวิเศษ บำเพน กทม.

OWNER :

บริษัท วีเจนท์ กรีน เพาเวอร์ จำกัด

PROJECT ARCHITECTS :

นาย ปิยะ สุวรรณมงคล ๘-๘๑๑๗๗๒

STRUCTURAL ENGINEERS INSPECTOR :

นาย กิ่ง ธรรมกิจ	201386
------------------	--------

STRUCTURAL ENGINEERS :

นาย กิรนต์ อ่อนระมุล สข8202
164/3 นน14 ค โพนสูง อเมือง ขุขันธ์

ELECTRICAL ENGINEERS :

นาย สุเนตร จงเทพ ๘๗๕๒
๒๒๒/๖๑๖ ม.๖ ต.คิมสวรรค์ อ.บางบัวทอง จ.นนทบุรี

SANITARY ENGINEERS




นาย โชคสี หนเชิด

[illegible]

DRAWING TITLE :

แปดพันห้าร้อย

DRAWN : <i>Shivani Singh</i>		SCALE : 1:200	
CHECKED :		DATE : 00-00-00	
JOB NO. : 6		DWG NO.	A-08
FILE NO. :		TOTAL	84

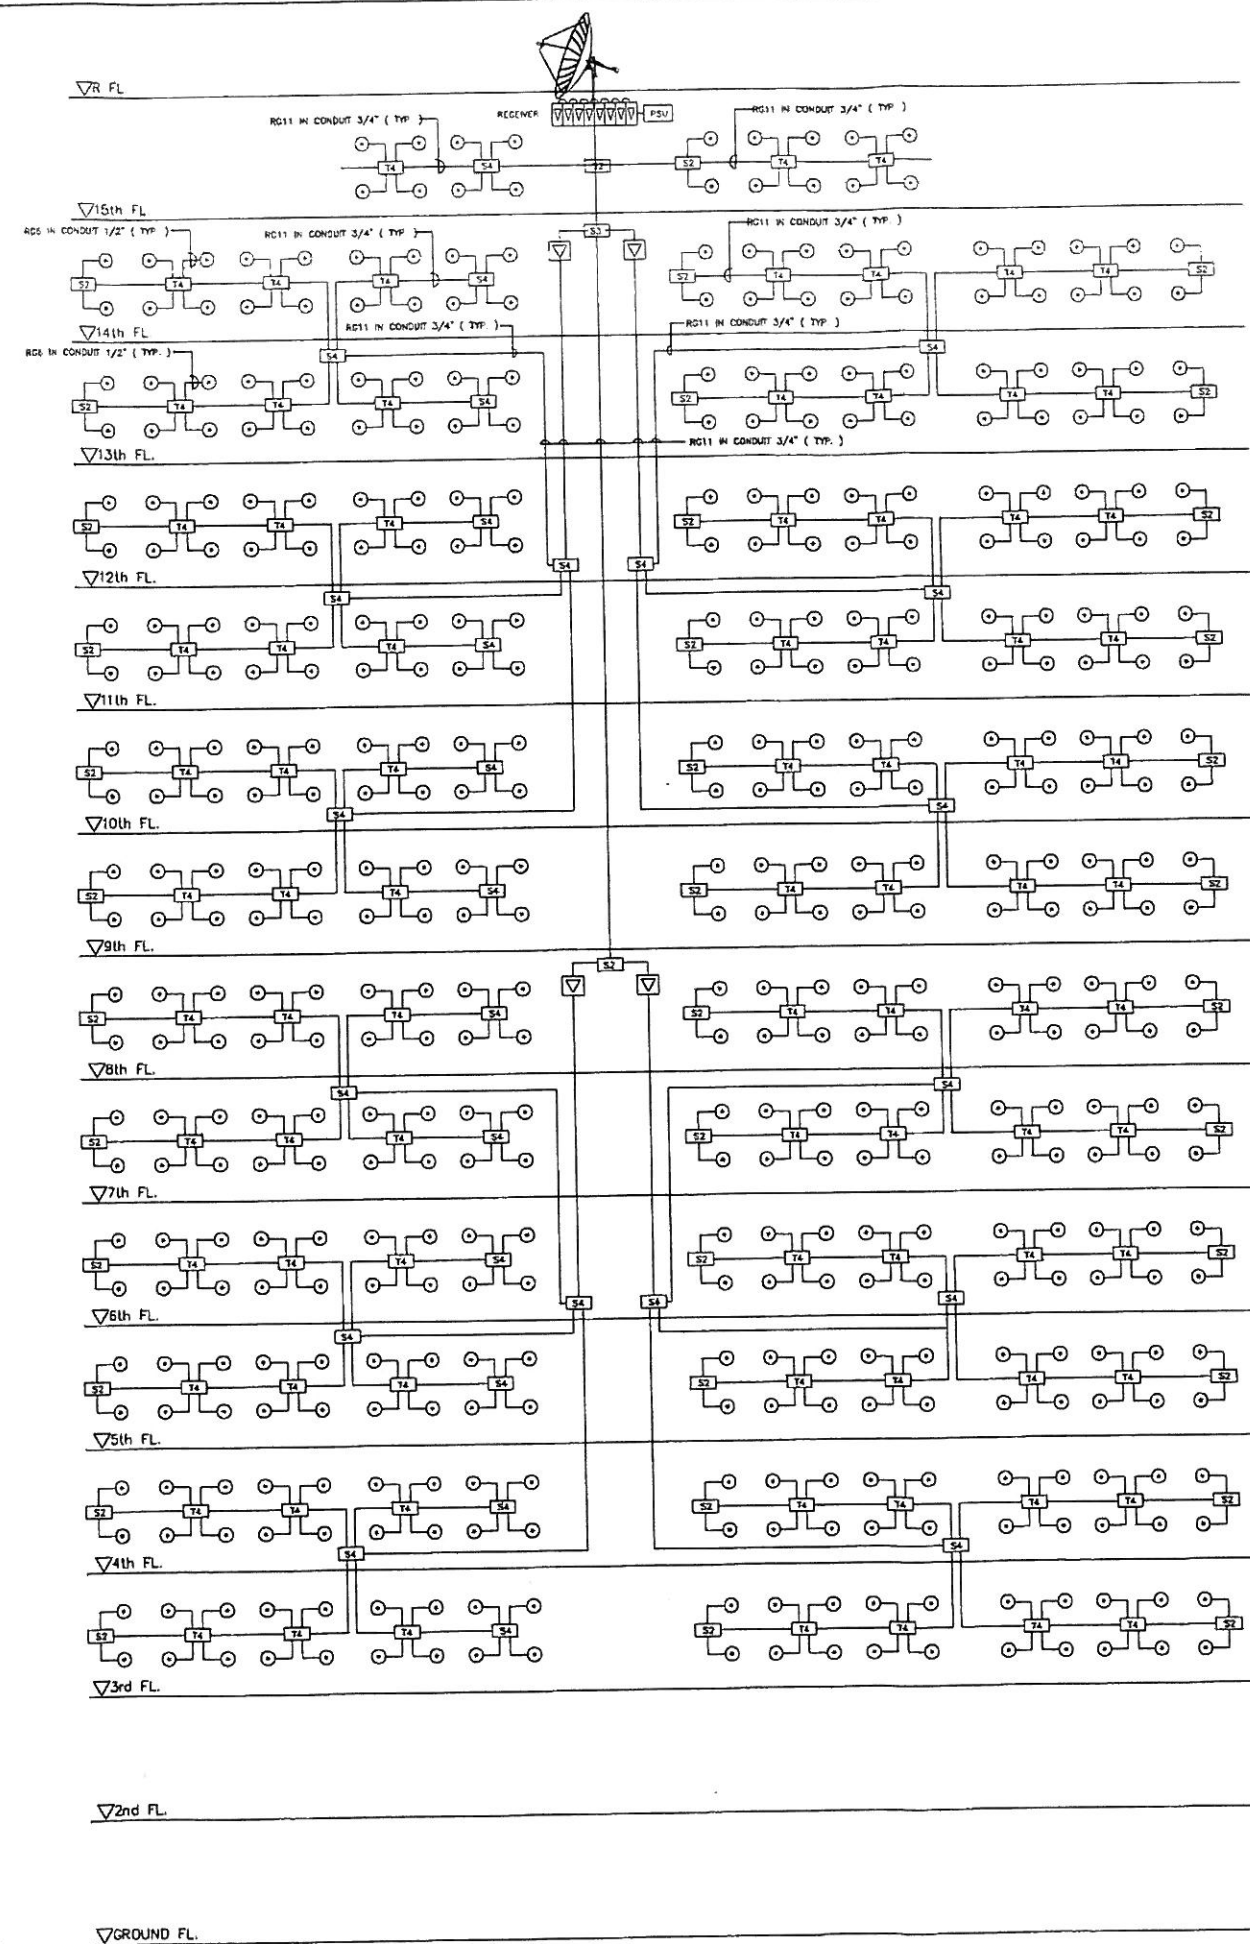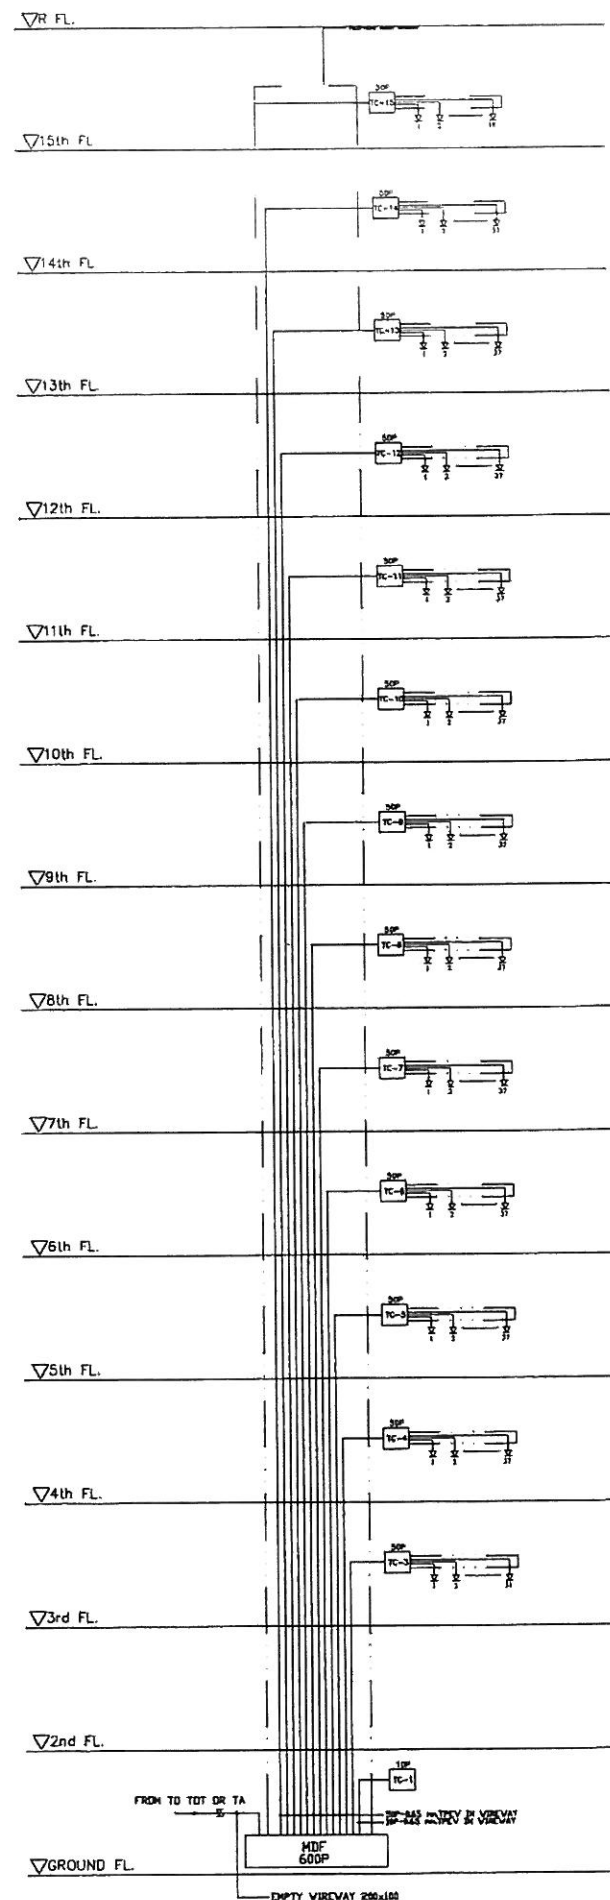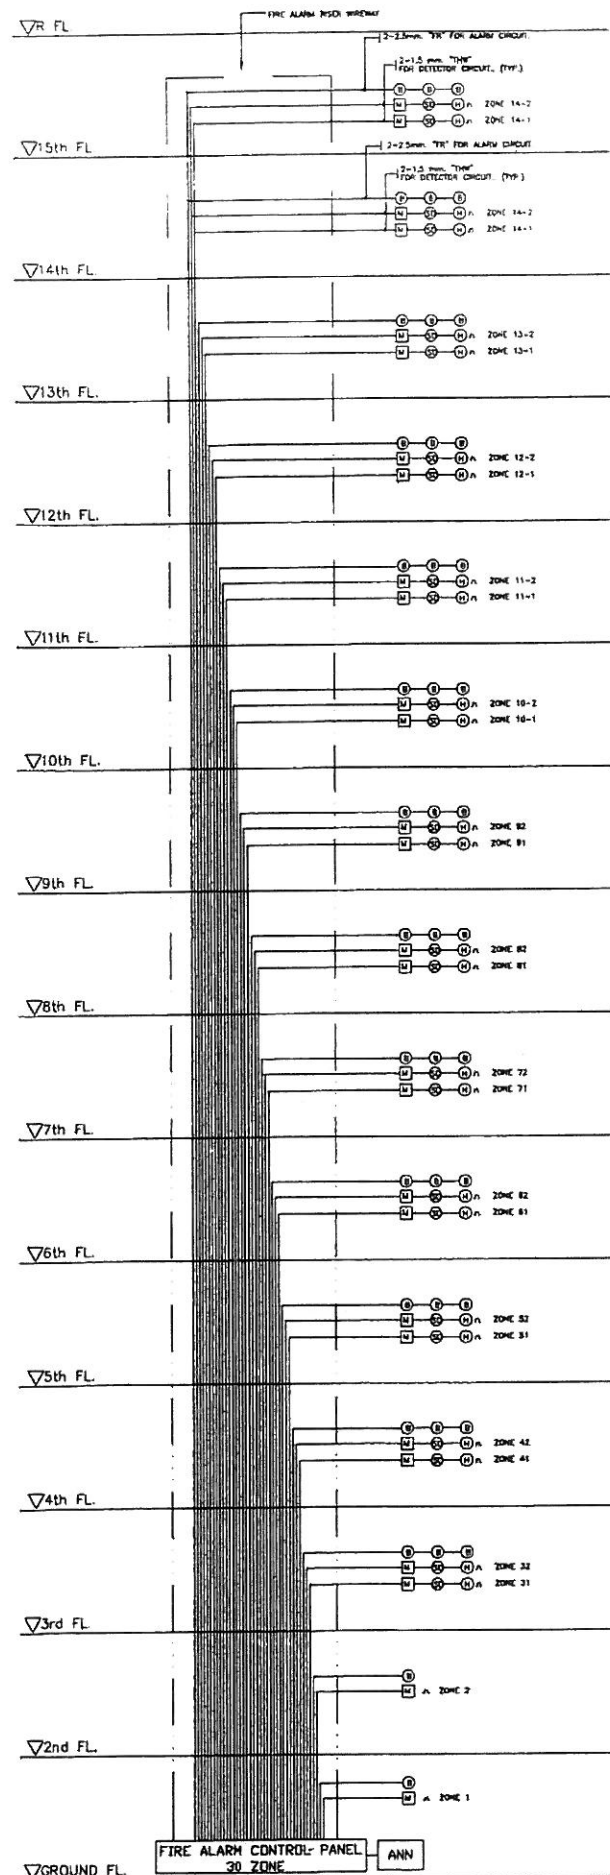

NOTE :
ALL DESIGNS & DRAWINGS ARE THE PROPERTY OF
REGENT GREEN POWER AND CANNOT BE USED WITHOUT
THEIR WRITTEN PERMISSION

REGENT GREEN POWER CO.,LTD

บริษัท วีเจนท์ กรีน เทาเวอร์ จำกัด
700/18 ถนน ศรีนครินทร์ ซอย ประจิดต์
แขวงสวนหลวง เขตสวนหลวง
กรุงเทพมหานคร 10250
Tel : 0-2552-8189-90

PROJECT :	
-----------	--

อาคารชุด(อยู่อาศัย)สูง 15 ชั้น

LOCATION :

ถ.แจ้งวัฒนะ บางเขน กทม.

OWNER :

บริษัท รีเจนท์ กรีน เพาเวอร์ จำกัด

PROJECT ARCHITECTS :

นาย ปิยะ สุวรรณมงคล ส-สจ.1772

STRUCTURAL ENGINEERS INSPECTOR :

นาย ทิระ ศรพรกิจ ๖๕.1386
155/20 ถนนองปรีช ข.บางละมุง จ.ชลบุรี

STRUCTURAL ENGINEERS :

นางสาว กิรณีย์ ชื่นอนันตกุล เลขที่ 8202
164/3 ม.14 ต.โนนสูง อ.เมือง จ.อุดรธานี

ELECTRICAL ENGINEERS :

นาย สเนตร จงเทพ  สฟท.2548
222/616 ม.3 ต.หินทราย อ.บางบัวทอง จ.นนทบุรี

SANITARY ENGINEERS :

นาย วิมล วิเศษกุล สก.2408

[illegible]

DRAWING TITLE :

FIRE ALARM, TELEPHONE
MATV RISER DIAGRAM

DRAWN :	SCALE:
CHECKED :	DATE: 1:200
JOB NO. :	DWG NO. 02-10-09
FILE NO. :	TOT. 1 FF-05

REGENT GREEN POWER CO.,LTD
บริษัท รีเจนท์ กรีน เพาเวอร์ จำกัด
700/18 ถนน ศรีนครินทร์ ซอย ประจักษ์
แขวงสวนหลวง เขตสวนหลวง
กรุงเทพมหานคร 10250
Tel : 0-2552-8189-90

อาคารชุด(อยู่อาศัย)สูง 15 ชั้น

ณแจ้งวัฒนะ บางเขน กทม

บริษัท รีเจนท์ กรีน เพาเวอร์ จำกัด

นาง ปิยะ สุวรรณมงคล ๙-๙๑๗๗๒

นาย วีระ สรรพกิจ ๖๕.1386
155/20 ถนนของปรีช อ.บางละมุง จ.ชลบุรี

นางสาว ภิรมย์ อ่อนตะมุล ๘๘.๘๒๐๒
๑๕๔/๖ ม.๑๔ ต.โนนสูง อ.เมือง จ.อุดรธานี


นาย สุเนตร จงเทพ ต่อก.2548
222/616 ม.3 คลุมทราย อ.บางบัวทอง จ.นนทบุรี

นาย วิมล วิสเค็ญ สก2408

DRAWING TITLE :

ผังบริเวณและแผนที่สังเขป

DRAWN : จักรพันธ์ วิทยุ		SCALE: 1:200	
CHECKED :		DATE: 00-00-00	
JOB NO. : 3		DWG NO.	A-03
FILE NO. :		TOTAL	53

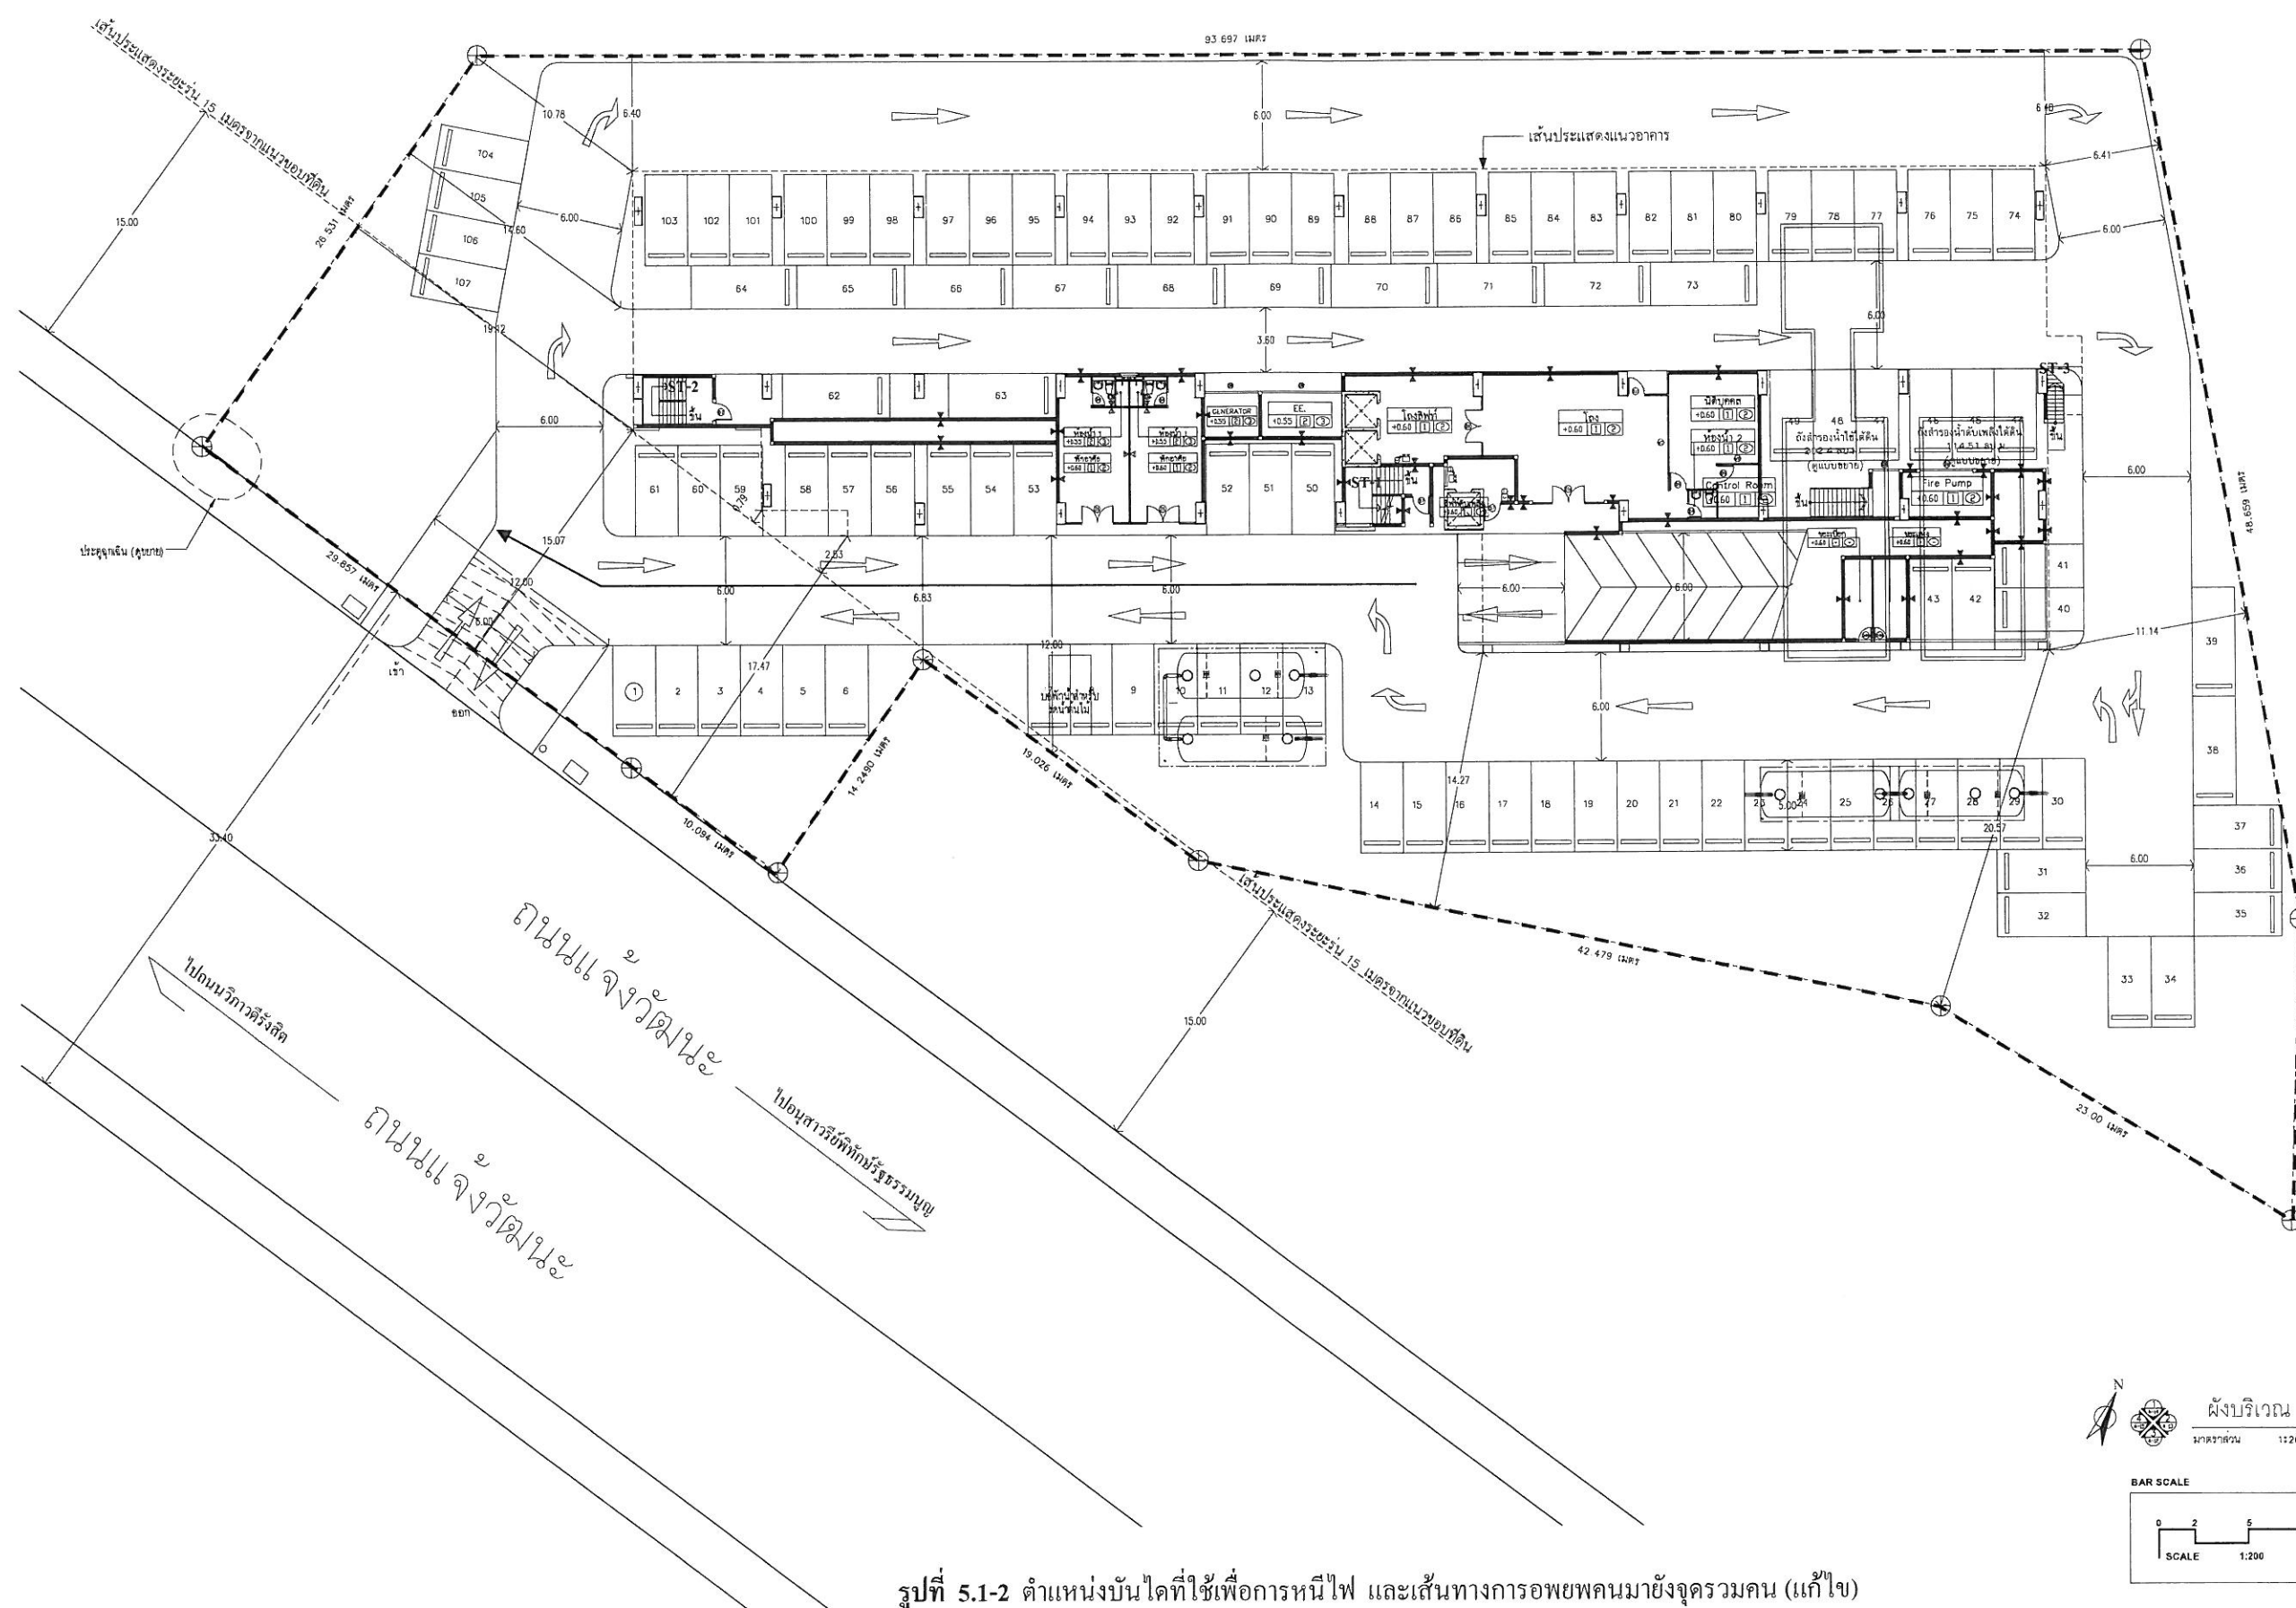

รูปที่ 5.1-2 ตำแหน่งบันไดที่ใช้เพื่อการหนีไฟ และเส้นทางอพยพคนมายังจุดรวมคน (แก้ไข)